



平面図(1/2) 1:500

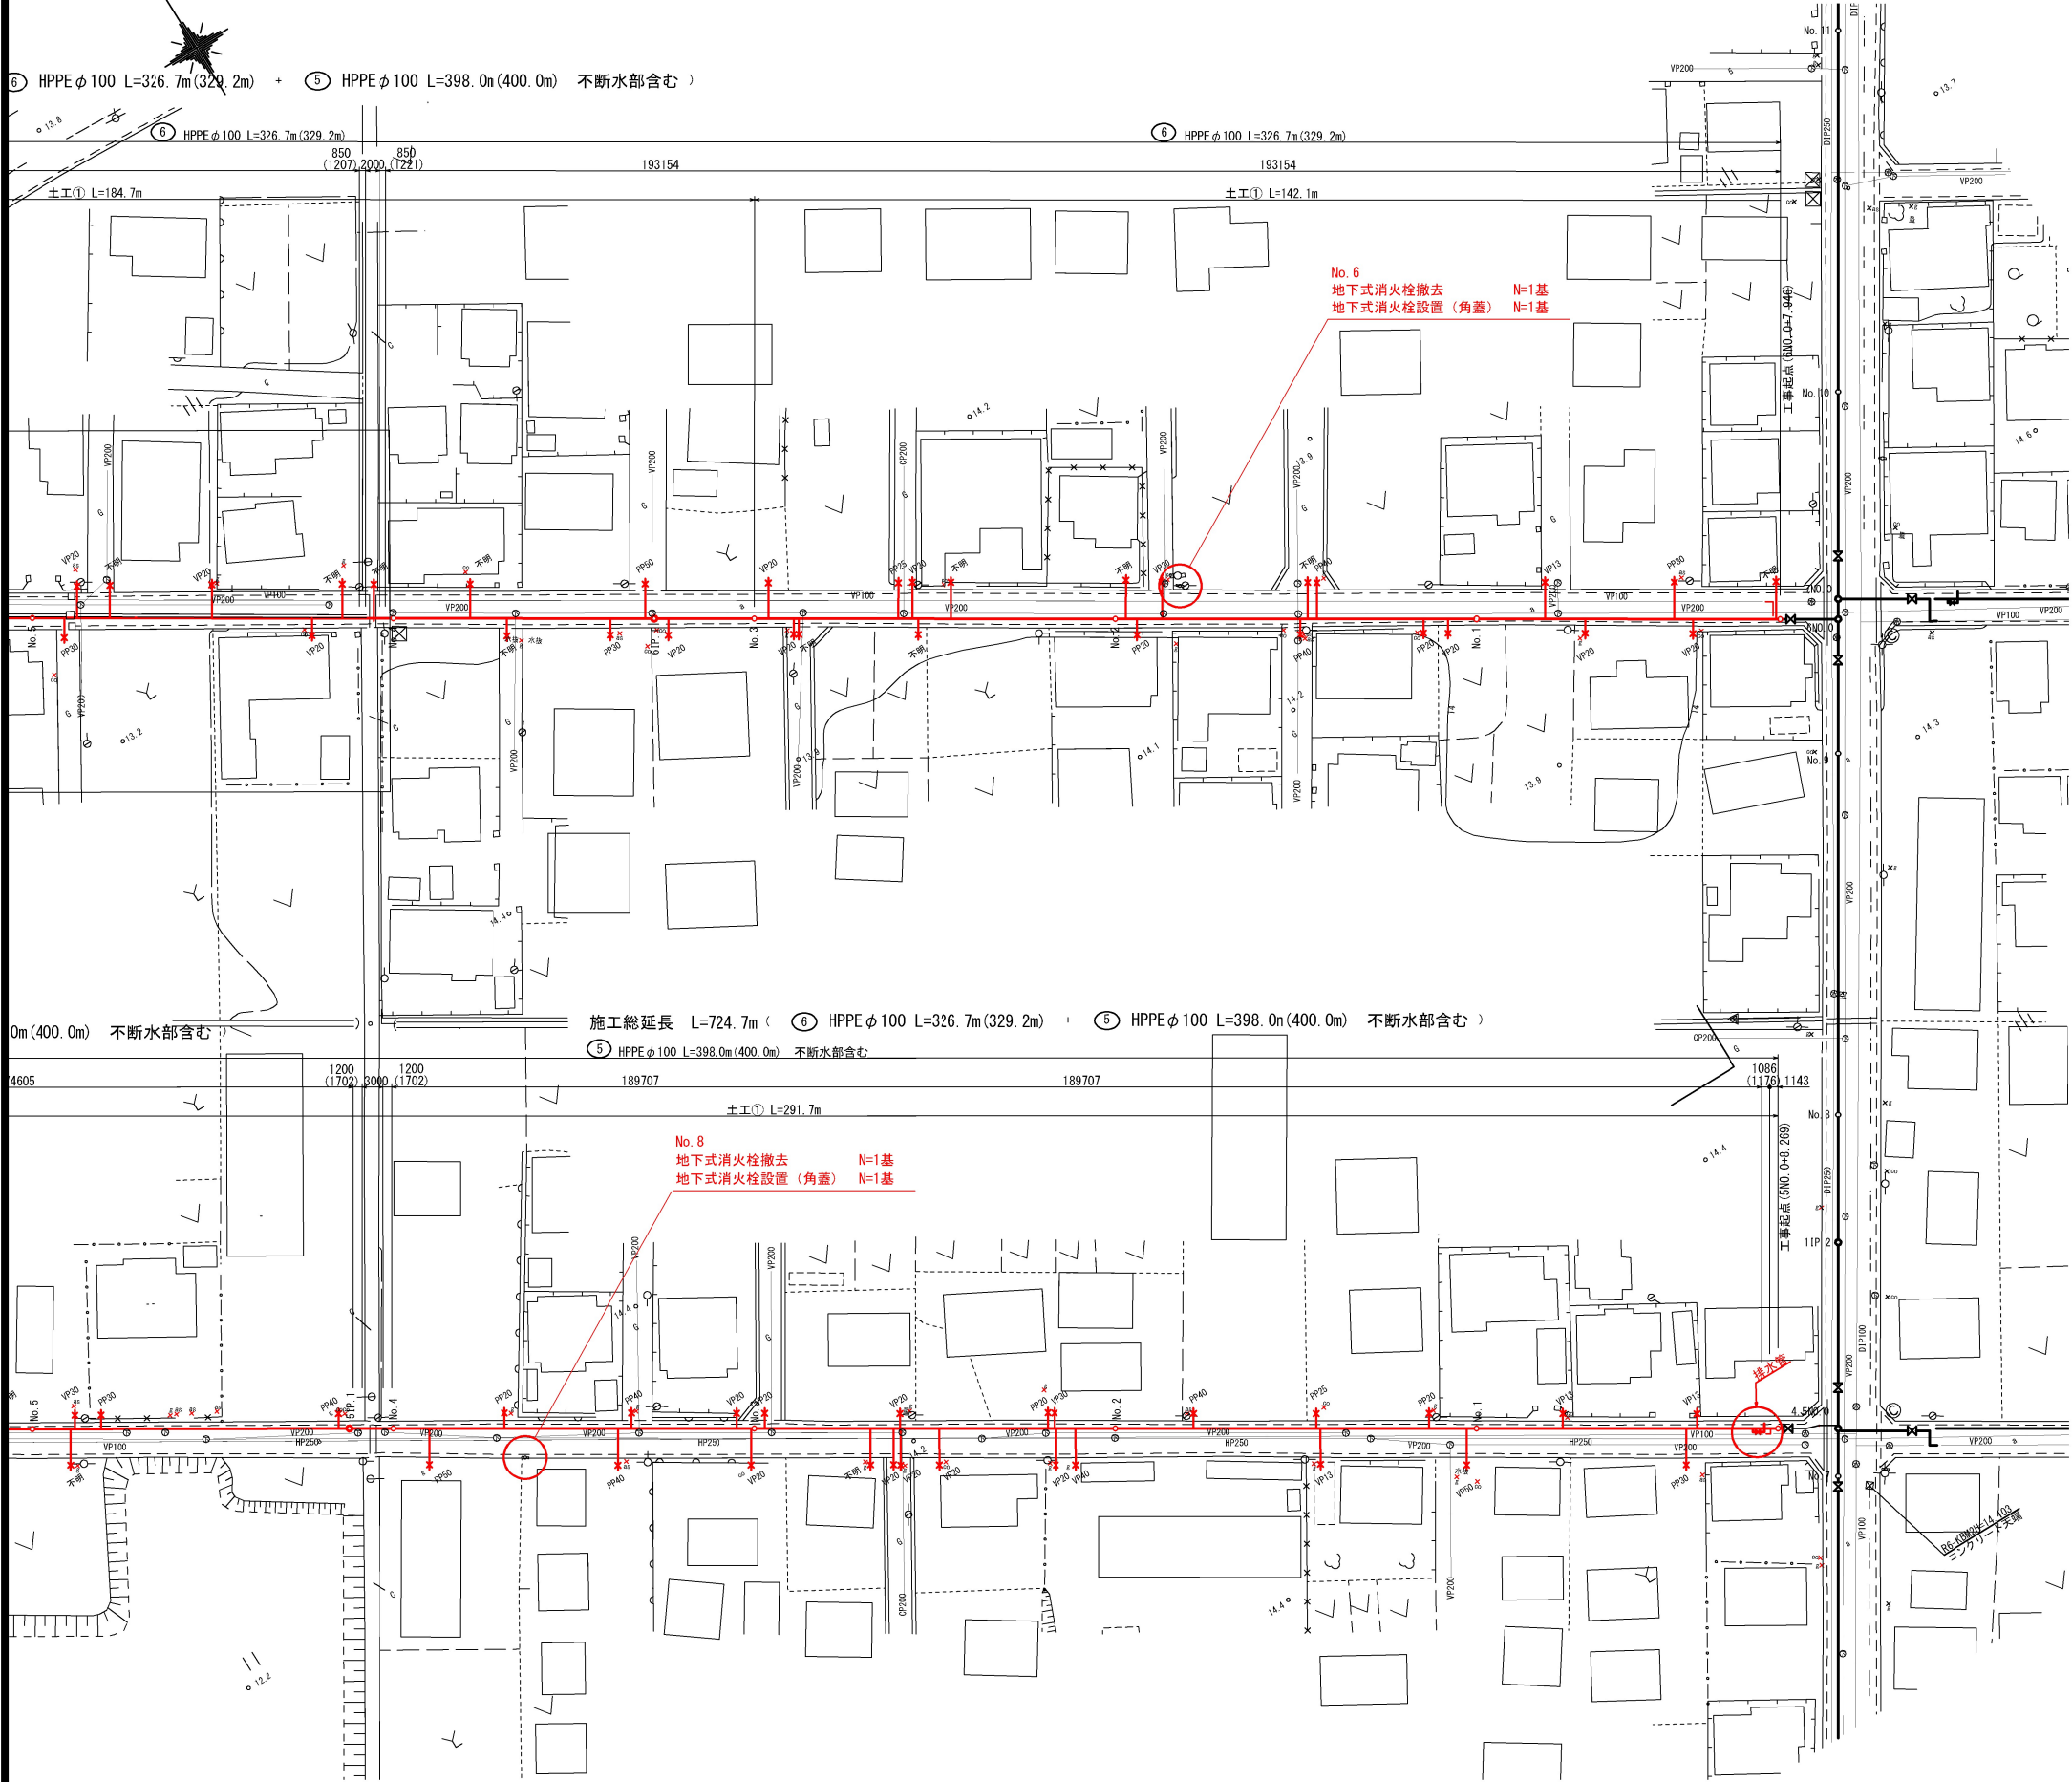


標準横断図 1:100

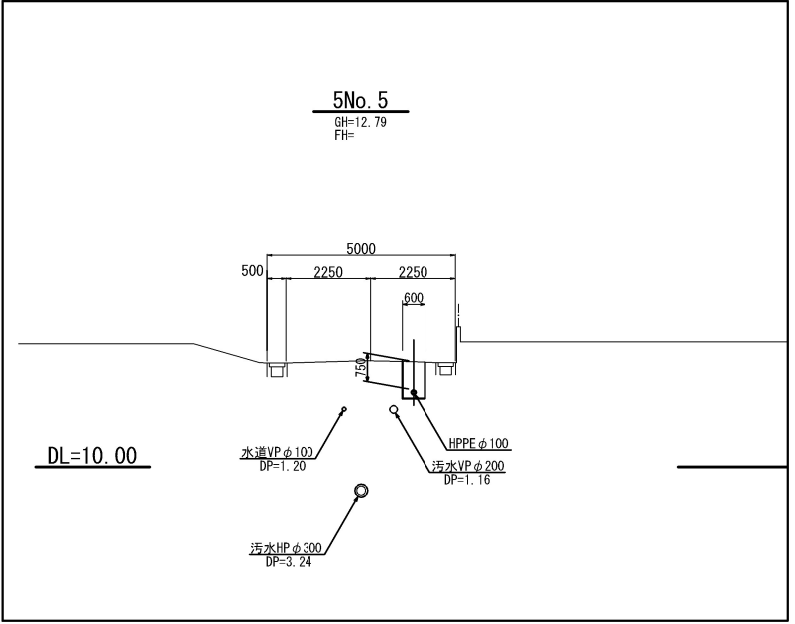


凡例	
	計画配水管
	仕切弁
	空気弁
	給水管
	既設水道管
	汚水管

工事番号			
路線名			
箇所	角田市 角田 宇 中島下 地内外		
工事名	令和8年度 中島下5号線外配水管布設替工事		
図面名	平面図（1/2）		
縮尺	図 示	位置	
設計者		設計 年度	
角田市上下水道事業所	図番	1/15	

平面図 (2/2) 1:500

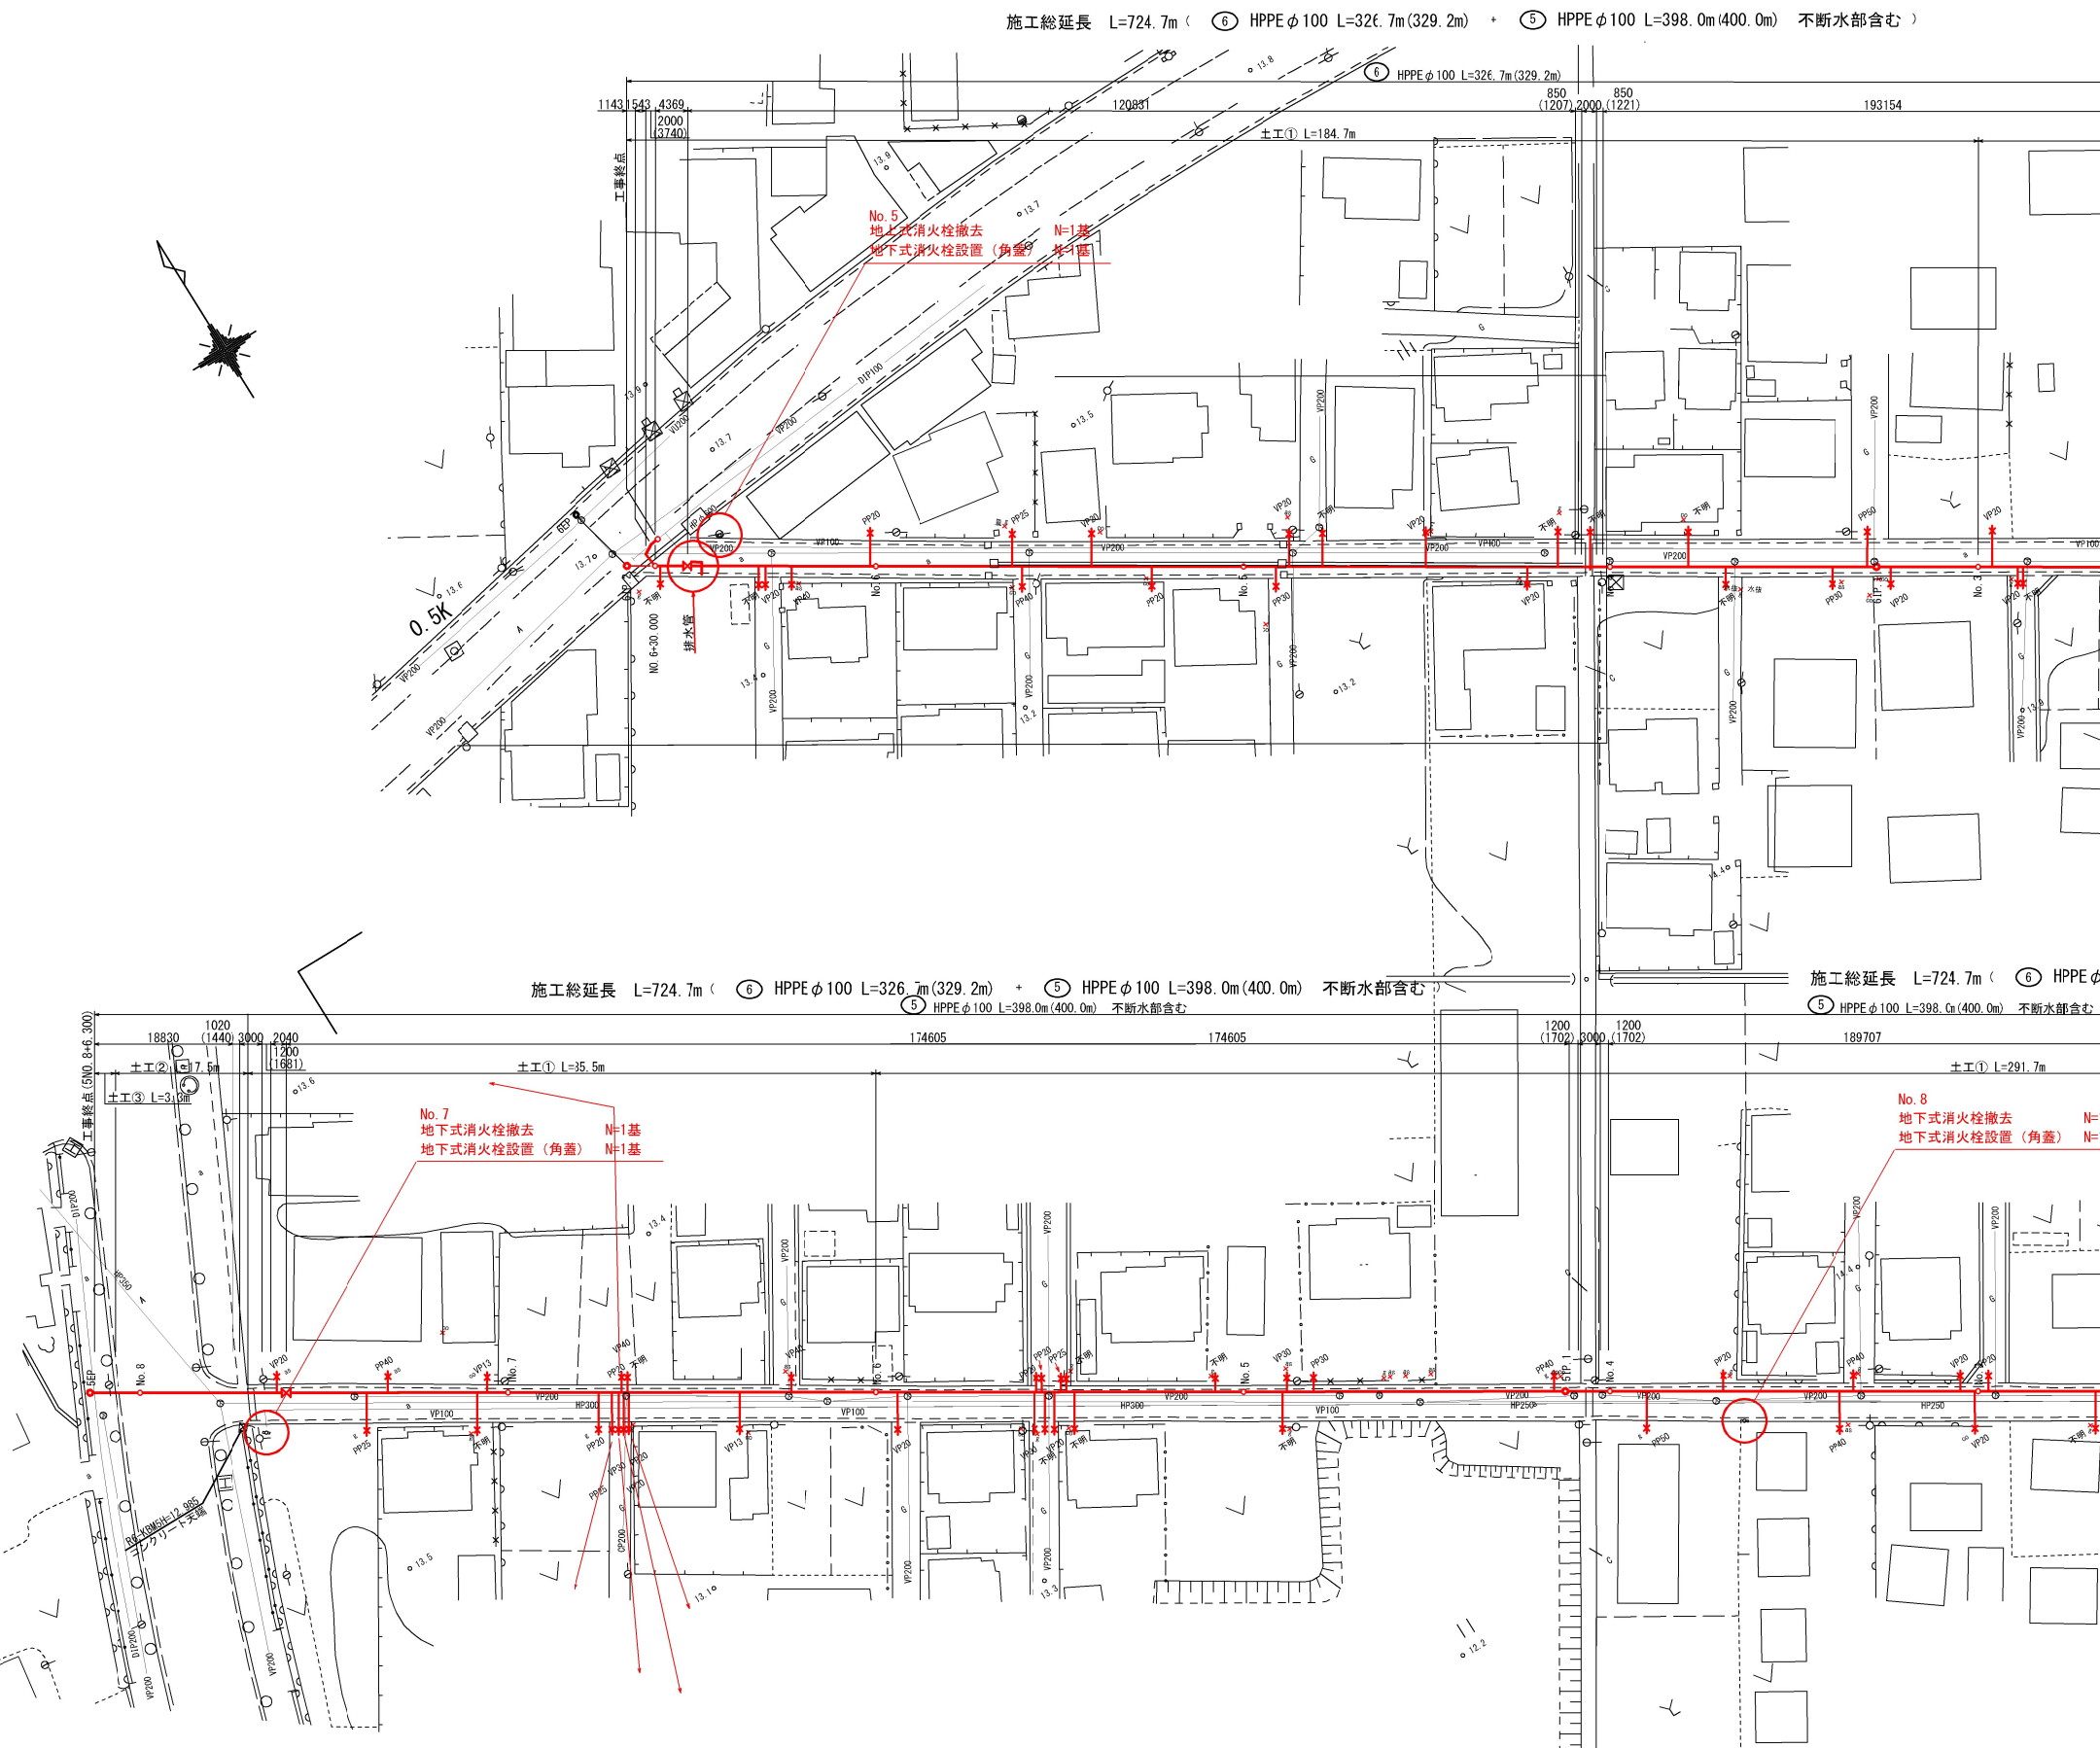

標準横断図 1:100

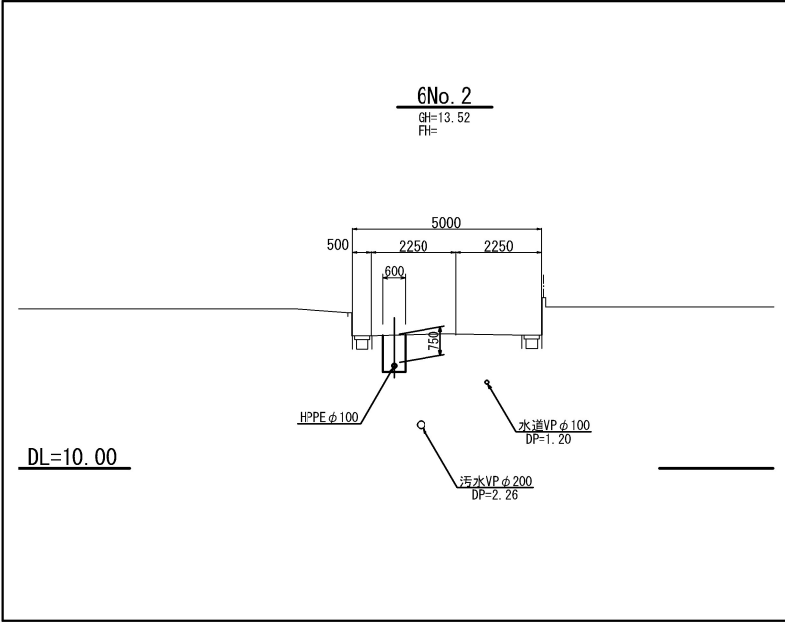

凡 例	
	計画配水管
	仕切弁
	空気弁
	給水管
	既設水道管
	汚水管

工事番号	
路線名	
箇所	角田市 角田 宇 中島下 地内外
工事名	令和8年度 中島下5号線外配水管布設替工事
図面名	平面図 (2/2)
縮尺	図 示 位置
設計者	設計 年度
角田市上下水道事業所	図番 2/15

V=1:100 • H=1:500



位置

V=1:100 • H=1:500

工事番号		
路線名		
施工地名 角田市 角田 字 中島下 地内外		
工 事 名 令和8年度 中島下5号線外配水管布設替工事		
図 面 名 縦断面図(2)		
縮 尺	H=1:100 V=1:500	位 置
設 計 者		設 計 年 度
角田市上下水道事業所		図 番 4/15


V=1:100 • H=1:500



工事番号			
路線名			
施工地名	角田市 角田 字 中島下 地内外		
工事名	令和8年度 中島下5号線外配水管布設替工事		
図面名	縦断面図(3)		
縮尺	H=1:100 V=1:500	位置	
設計者		設計 年度	
角田市上下水道事業所	図番	5/15	

縦断面図(4)


V=1:100・H=1:500

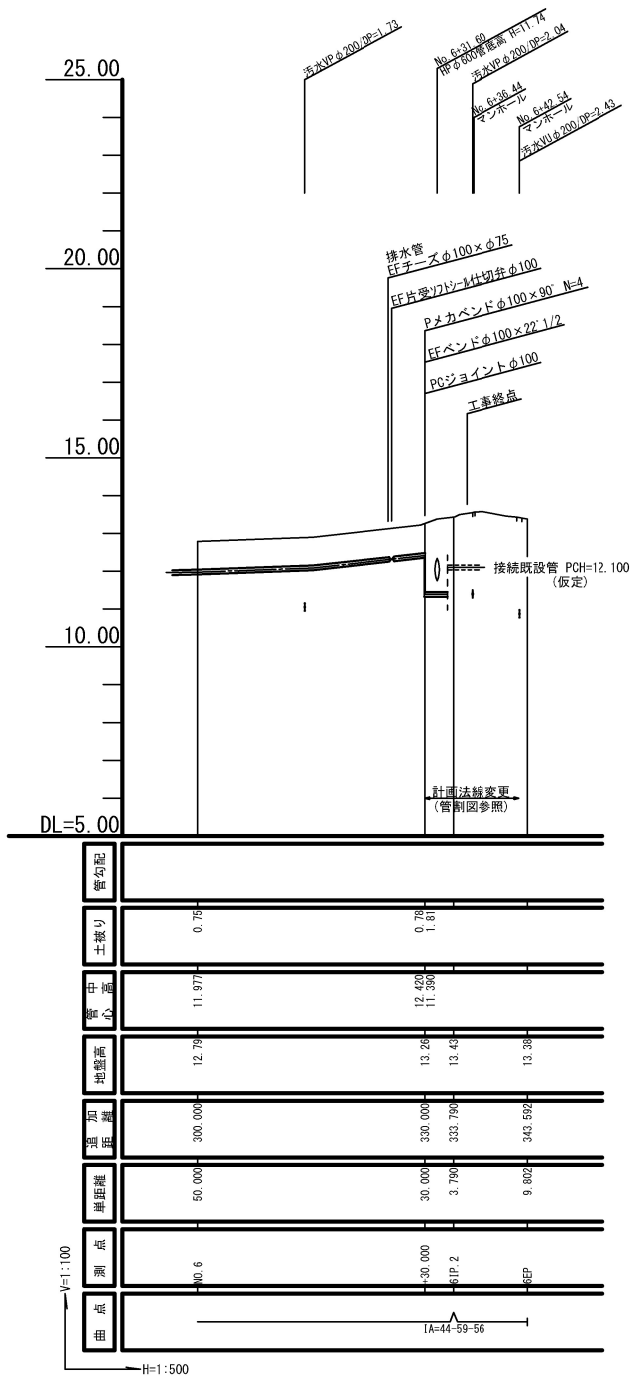


工事番号			
路線名			
施工地名	角田市 角田 字 中島下 地内外		
工事名	令和8年度 中島下5号線外配水管布設替工事		
図面名	縦断面図(4)		
縮尺	H=1:100 V=1:500	位置	
設計者		設計年度	
角田市上下水道事業所		図番	6/15

工事番号	号		
路線名			
施工地名	角田市 角田 字 中島下 地内外		
工事名	令和8年度 中島下5号線外配水管布設替工事		
図面名	横断面 (1)		
縮尺	図示	位置	
設計者		設計年度	
角田市上下水道事業所		図番	7/15


5EP (NO. 8+6. 867)
GH=13. 10
FH=

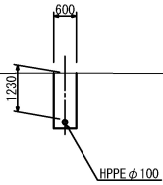


5No. 8
GH=13. 09
FH=

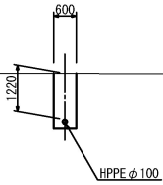


5No. 7
GH=12. 83
FH=

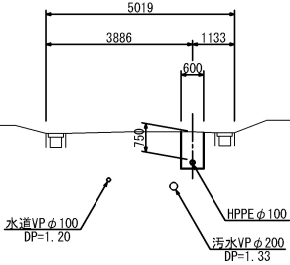


5No. 6
GH=12. 81
FH=

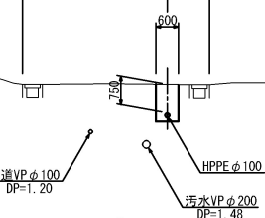

5No. 5
GH=12. 79
FH=

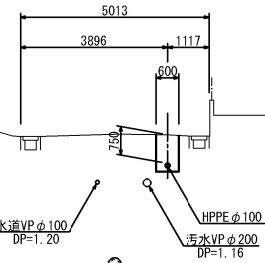


5No. 4
GH=12. 97
FH=

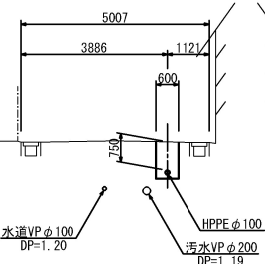


5No. 3
GH=13. 72
FH=

5No. 2
GH=13. 96
FH=


5No. 1
GH=14. 01
FH=

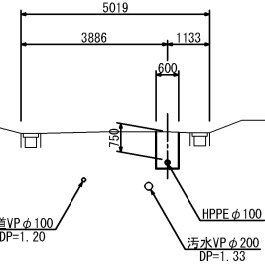


5No. 0
GH=13. 87
FH=

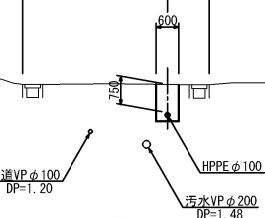

5No. 0
GH=13. 87
FH=

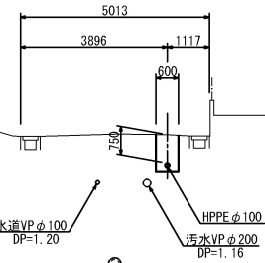


5No. 0
GH=13. 87
FH=

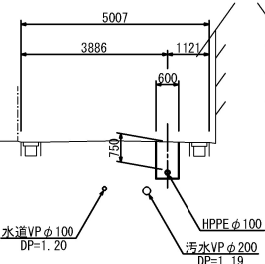


5No. 0
GH=13. 87
FH=

5No. 0
GH=13. 87
FH=


5No. 7
GH=12. 83
FH=

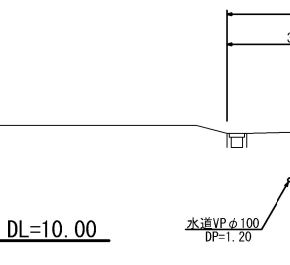


5No. 6
GH=12. 81
FH=

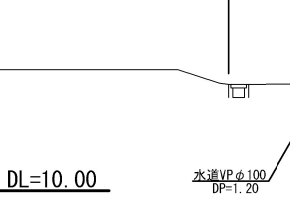

5No. 5
GH=12. 79
FH=

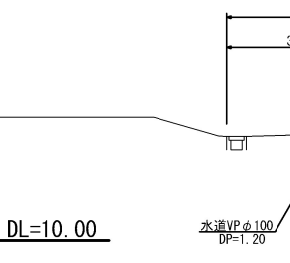


5No. 4
GH=12. 97
FH=

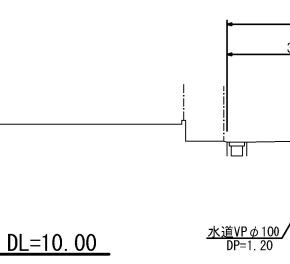


5No. 3
GH=13. 72
FH=

5No. 2
GH=13. 96
FH=


5No. 1
GH=14. 01
FH=

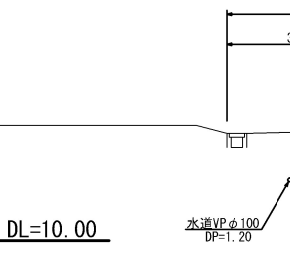


5No. 0
GH=13. 87
FH=

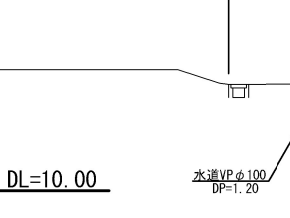

5No. 0
GH=13. 87
FH=

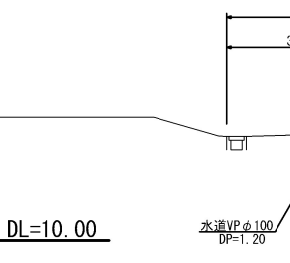


5No. 0
GH=13. 87
FH=

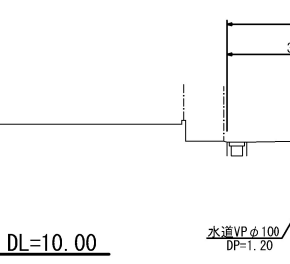


5No. 0
GH=13. 87
FH=

5No. 0
GH=13. 87
FH=


5No. 7
GH=12. 83
FH=

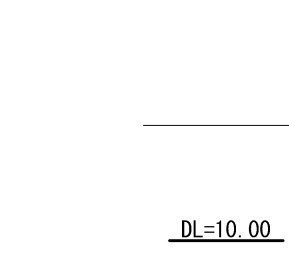


5No. 6
GH=12. 81
FH=

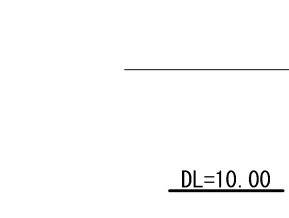

5No. 5
GH=12. 79
FH=

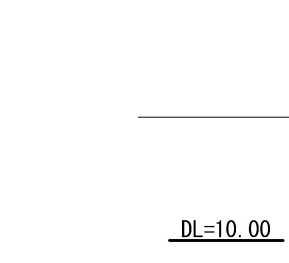


5No. 4
GH=12. 97
FH=

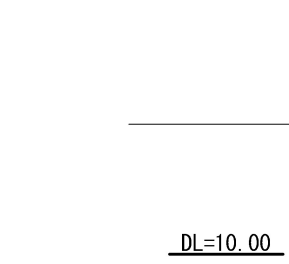


5No. 3
GH=13. 72
FH=

5No. 2
GH=13. 96
FH=


5No. 1
GH=14. 01
FH=

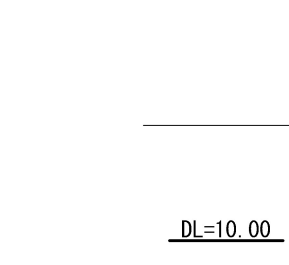


5No. 0
GH=13. 87
FH=

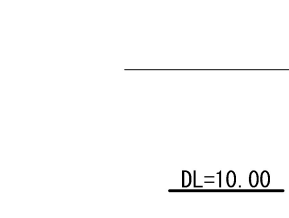

5No. 0
GH=13. 87
FH=

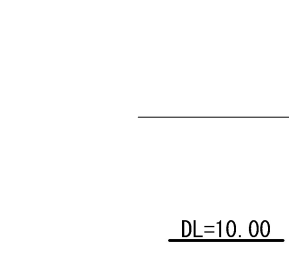


5No. 0
GH=13. 87
FH=

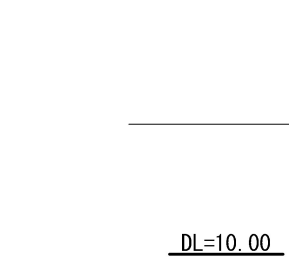

5No. 0
GH=13. 87
FH=

5No. 0
GH=13. 87
FH=

 5No. 7
GH=12. 83
FH=



5No. 6
GH=12. 81
FH=



5No. 5
GH=12. 79
FH=



 
5No. 4
GH=12. 97
FH=



5No. 3
GH=13. 72
FH=

5No. 2
GH=13. 96
FH=

5No. 1
GH=14. 01
FH=



5No. 0
GH=13. 87
FH=



5No. 0
GH=13. 87
FH=




5No. 0
GH=13. 87
FH=




5No. 0
GH=13. 87
FH=

5No. 0
GH=13. 87
FH=


5No. 7
GH=12. 83
FH=

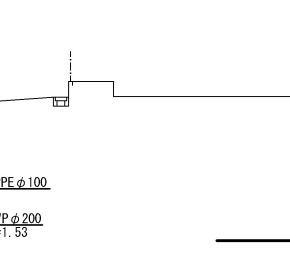


5No. 6
GH=12. 81
FH=

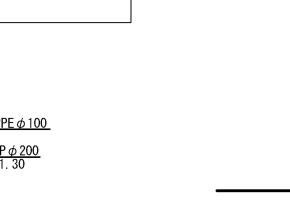

5No. 5
GH=12. 79
FH=

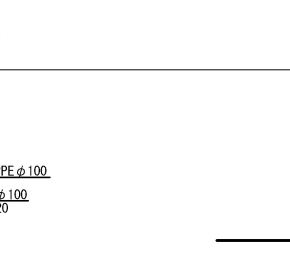


5No. 4
GH=12. 97
FH=

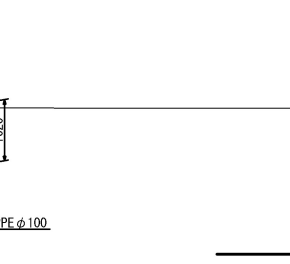


5No. 3
GH=13. 72
FH=

5No. 2
GH=13. 96
FH=


5No. 1
GH=14. 01
FH=

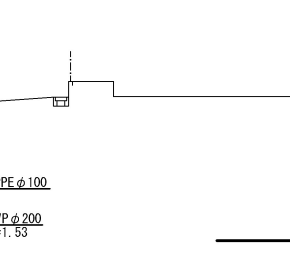


5No. 0
GH=13. 87
FH=

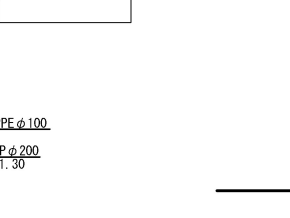

5No. 0
GH=13. 87
FH=

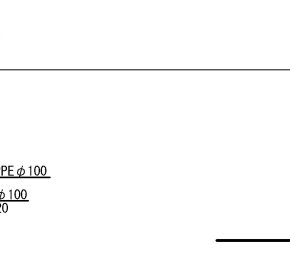


5No. 0
GH=13. 87
FH=

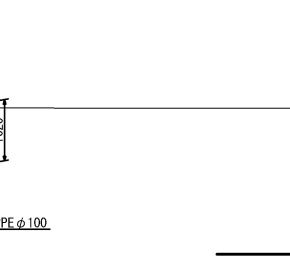


5No. 0
GH=13. 87
FH=

5No. 0
GH=13. 87
FH=


5No. 7
GH=12. 83
FH=

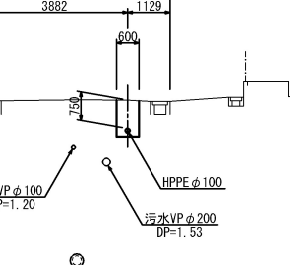


5No. 6
GH=12. 81
FH=

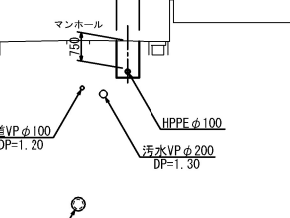

5No. 5
GH=12. 79
FH=

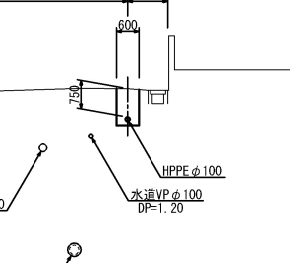


5No. 4
GH=12. 97
FH=

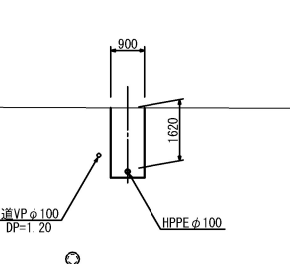


5No. 3
GH=13. 72
FH=

5No. 2
GH=13. 96
FH=


5No. 1
GH=14. 01
FH=

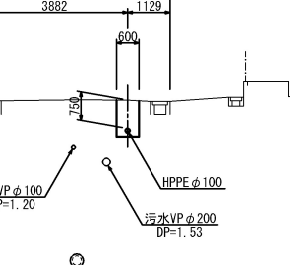


5No. 0
GH=13. 87
FH=

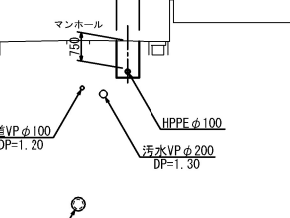

5No. 0
GH=13. 87
FH=

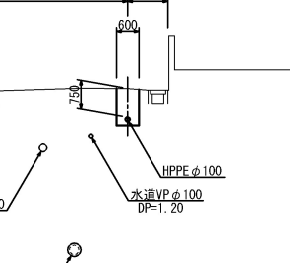


5No. 0
GH=13. 87
FH=

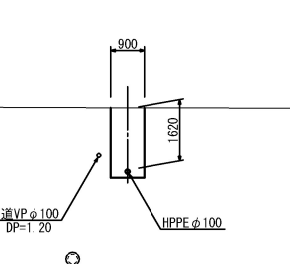


5No. 0
GH=13. 87
FH=

5No. 0
GH=13. 87
FH=


5No. 7
GH=12. 83
FH=

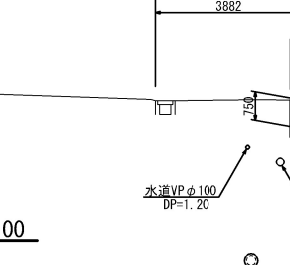


5No. 6
GH=12. 81
FH=

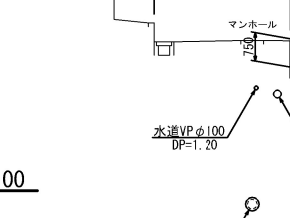

5No. 5
GH=12. 79
FH=

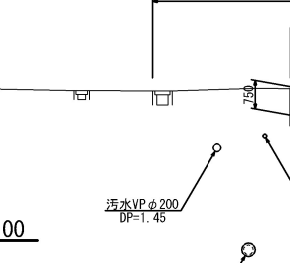


5No. 4
GH=12. 97
FH=

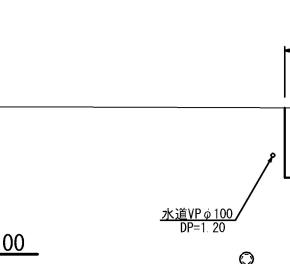


5No. 3
GH=13. 72
FH=

5No. 2
GH=13. 96
FH=


5No. 1
GH=14. 01
FH=

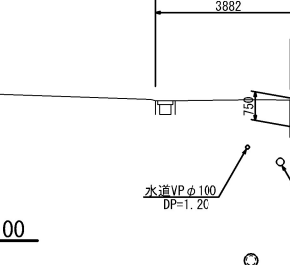


5No. 0
GH=13. 87
FH=

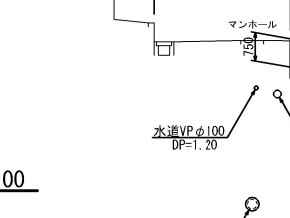

5No. 0
GH=13. 87
FH=

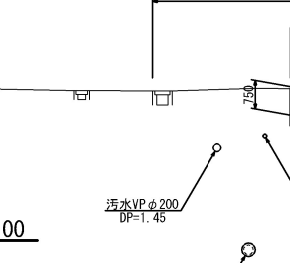


5No. 0
GH=13. 87
FH=

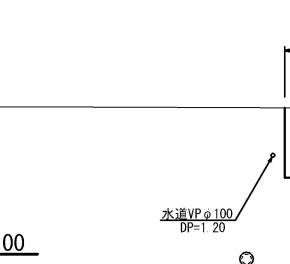


5No. 0
GH=13. 87
FH=

5No. 0
GH=13. 87
FH=


5No. 7
GH=12. 83
FH=

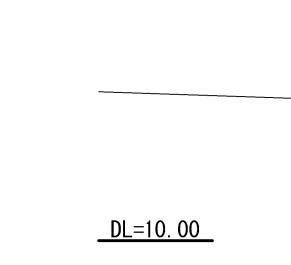


5No. 6
GH=12. 81
FH=

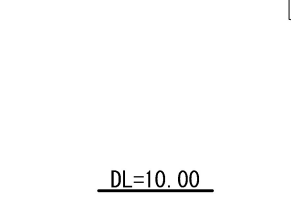

5No. 5
GH=12. 79
FH=

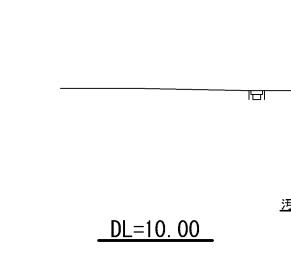


5No. 4
GH=12. 97
FH=

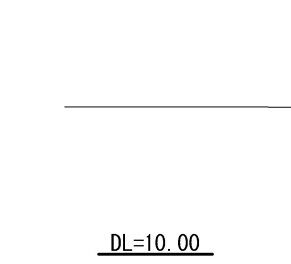


5No. 3
GH=13. 72
FH=

5No. 2
GH=13. 96
FH=


5No. 1
GH=14. 01
FH=


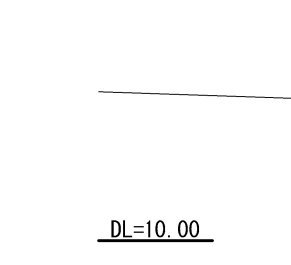


5No. 0
GH=13. 87
FH=

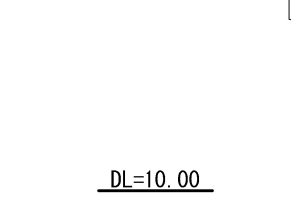

5No. 0
GH=13. 87
FH=

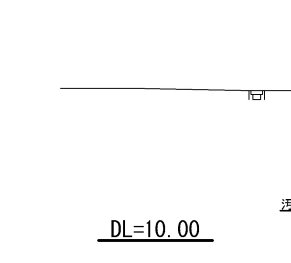

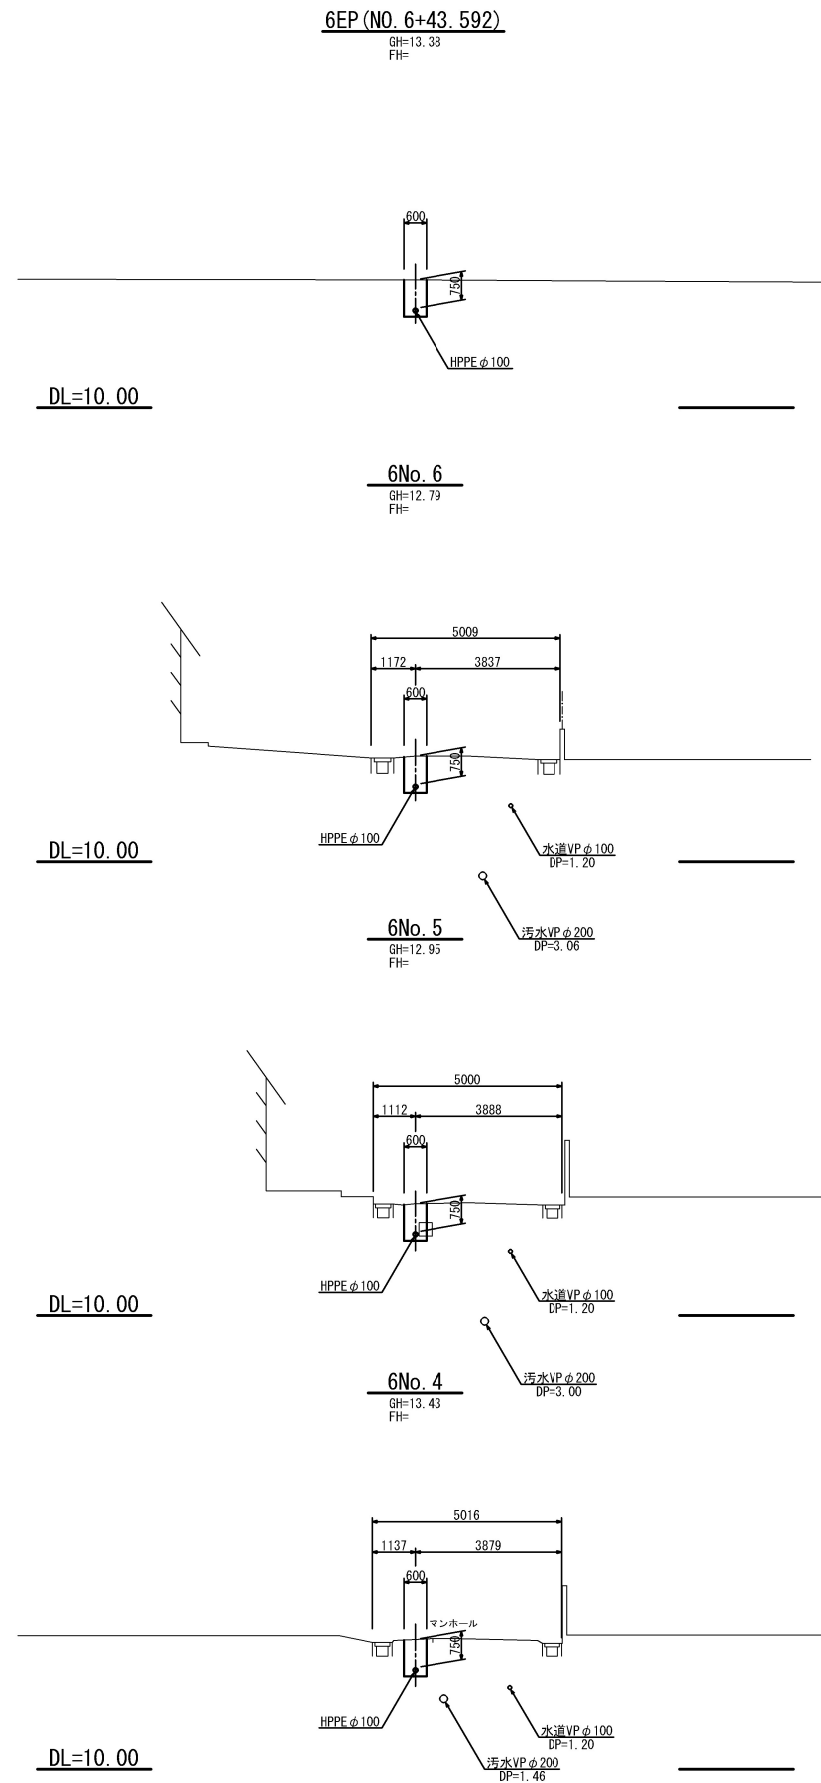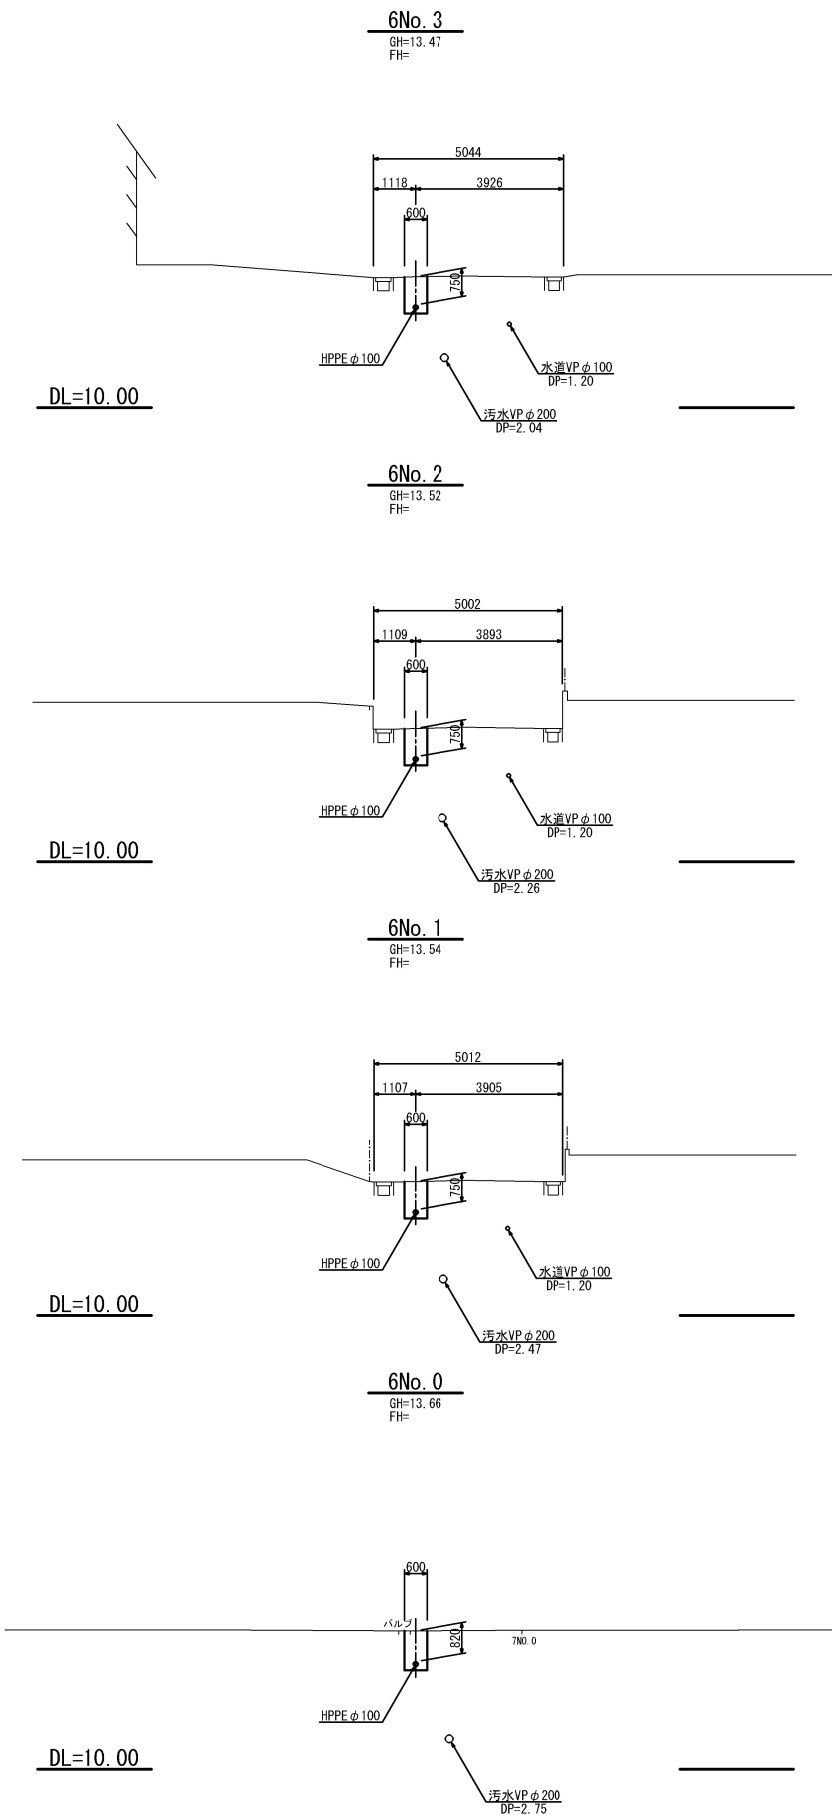

工事番号	号		
路線名			
施工地名	角田市 角田 字 中島下 地内外		
工事名	令和8年度 中島下5号線外配水管布設替工事		
図面名	横断図 (2)		
縮尺	図示	位置	
設計者		設計 年度	
角田市上下水道事業所		図番	8/15

管 割 図

S=NONE


排水管

HPPE φ75 L=1582(1582)
HIVP-TS φ75 L=2200(2650)


仕切弁筐標準図

S=1:20

浅埋用
TYPE-①

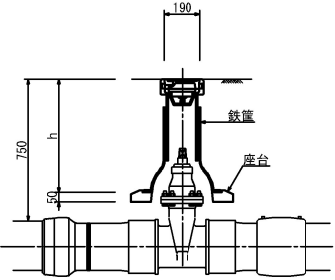

従来用
TYPE-②

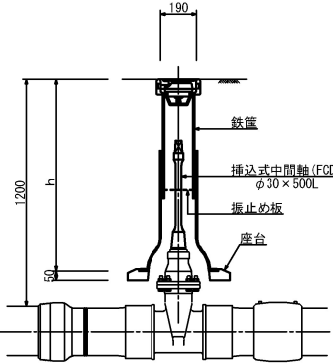

排水管

HPPE φ75 L=1582(1582)
HIVP-TS φ75 L=1800(2250)


排水管

EF片受バンドφ75×90°
EF片受ワッシャー仕切弁φ75/弁篋①
PVジョイントφ75
HIVP-TSエルボφ75×90° N=3
HIVP φ75 L=2.30m


工事番号	号		
路線名			
施工地名	角田市 角田 字 中島下 地内外		
工 事 名	令和8年度 中島下5号線外配水管布設替工事		
図 面 名	管割図		
縮 尺	図示	位 置	
設 計 者		設 計 年 度	
角田市上下水道事業所		図 番	9/15

S=1:20

 
①



②

 

③

 


($\phi 200$ DIP $\times \phi 100$ 土工深=1.80m 市道/歩)




S=1:20

 は別途



鞋里鋼大板工箇工

 

工事番号			
路線名			
箇所	角田市 角田 字 中島下 地内外		
工事名	令和8年度 中島下5号線外配水管布設替工事		
図面名	土工図・舗装復旧工図		
縮尺	図 示	位置	
設計者		設計 年度	
角田市上下水道事業所	図番	10/15	

□

□

□



A horizontal number line with arrows at both ends. A point is marked with a tick and labeled 'L1' below the line. Further to the right, another tick mark is labeled '1000' below the line.

A horizontal number line with arrows at both ends. A point is marked with a tick and labeled 'L1' below the line. Further to the right, another tick mark is labeled '1000' below the line.



路面復旧工図（1） 1:500

HPPE φ100 L=326.7m(329.2m) + ⑤ HPPE φ100 L=398.0m(400.0m) 不断水部含む

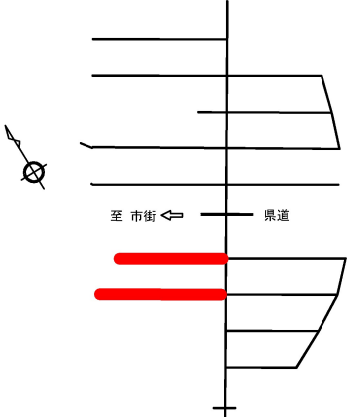
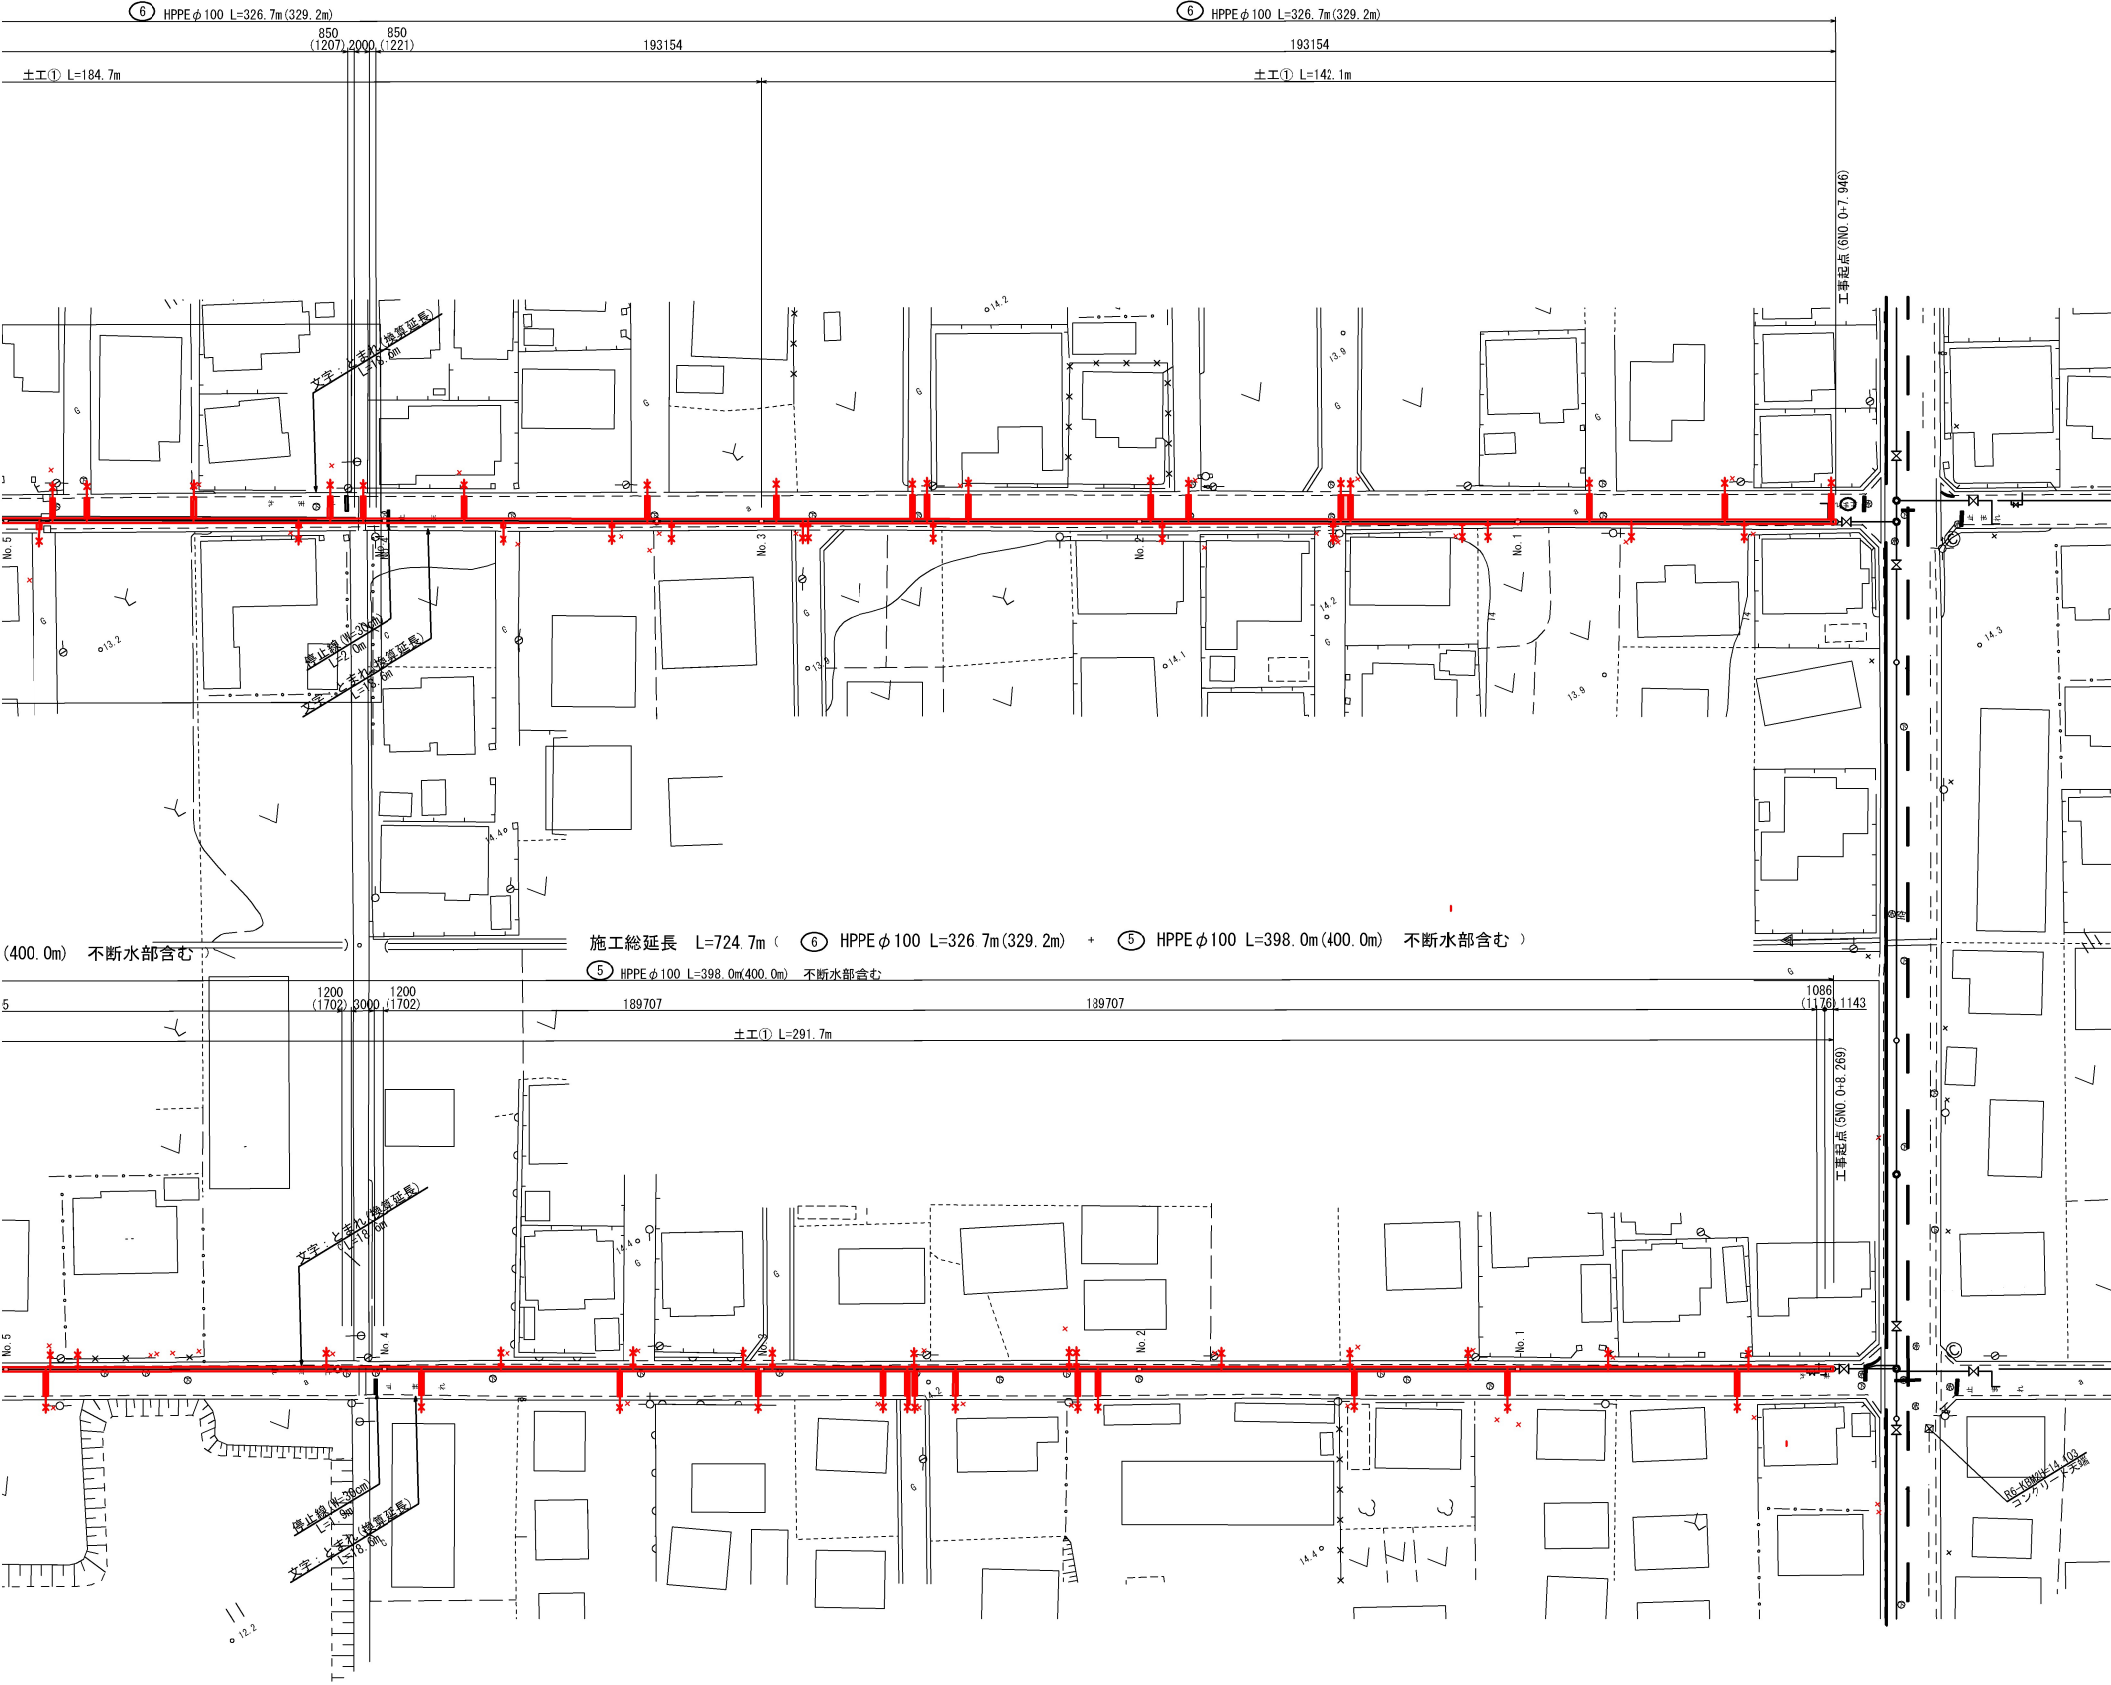


工事番号			
路線名			
箇所	角田市 角田 字 中島下 地内外		
工事名	令和8年度 中島下5号線外配水管布設替工事		
図面名	路面復旧工図（1）		
縮尺	図示	位置	
設計者		設計 年度	
角田市上下水道事業所	図番		12/15

路面復旧工図（2） 1:500




施工総延長 L=724.7m (⑥ HPPE φ100 L=326.7m(329.2m) + ⑤ HPPE φ100 L=398.0m(400.0m) 不断水部含む)

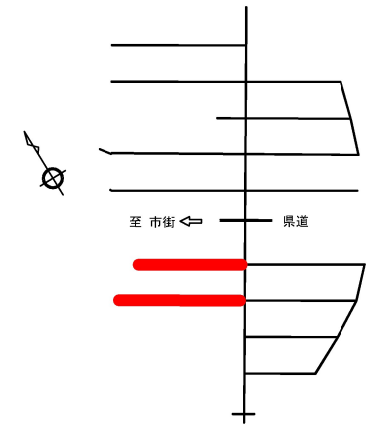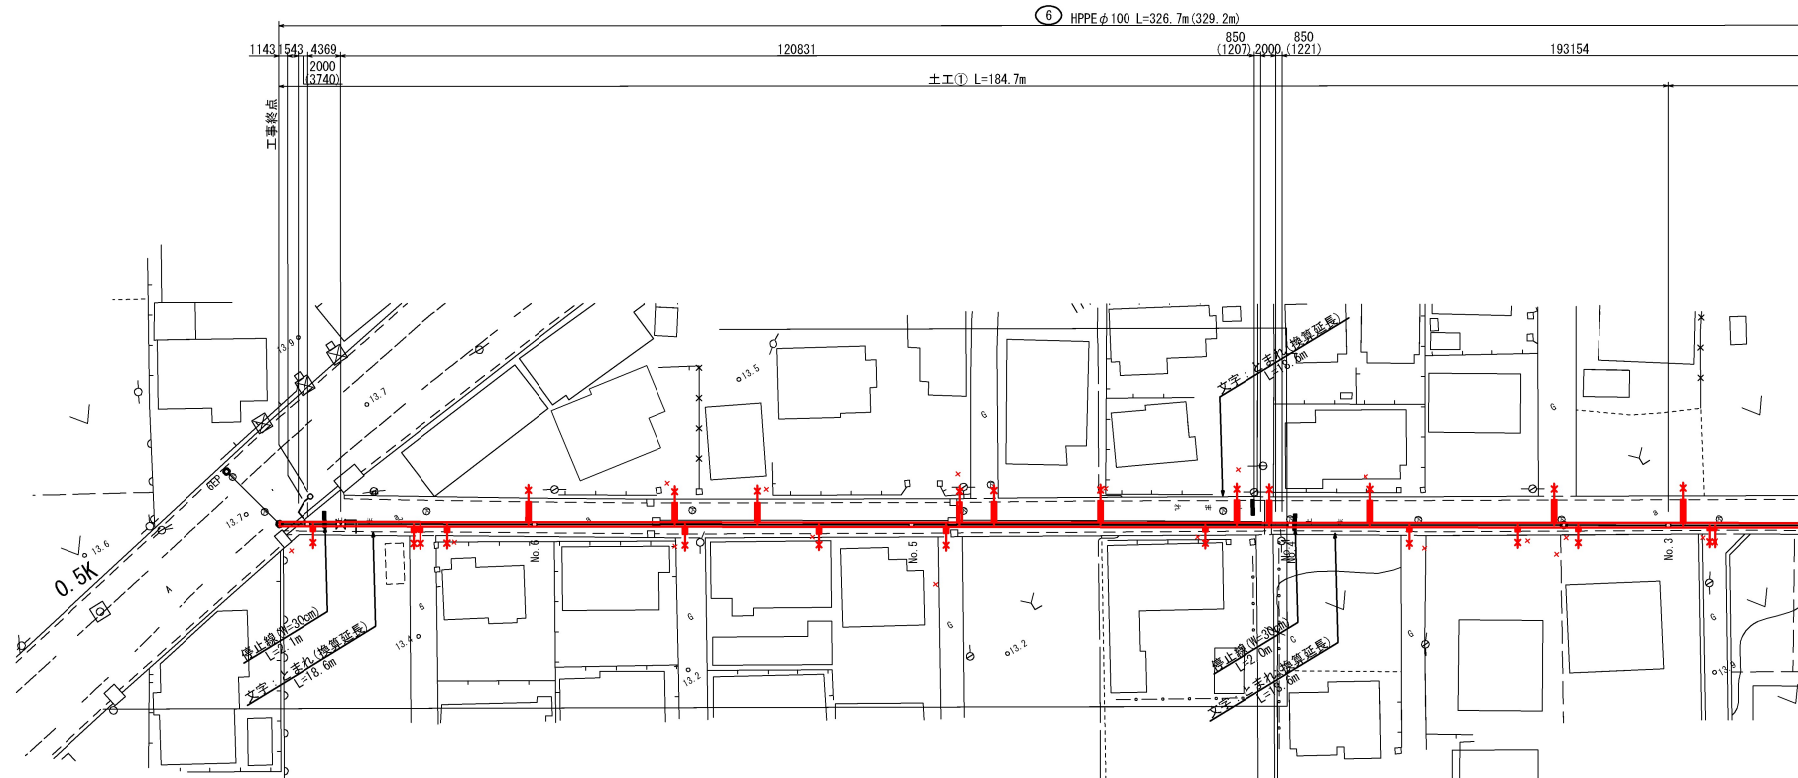


施工総延長 L=724.7m (⑥ HPPE φ100 L=326.7m(329.2m) + ⑤ HPPE φ100 L=398.0m(400.0m) 不断水部含む)

施工総延長 L=724.7m (⑥ HPPE φ100 L=326.7m(329.2m) + ⑤ HPPE φ100 L=398.0m(400.0m) 不断水部含む)

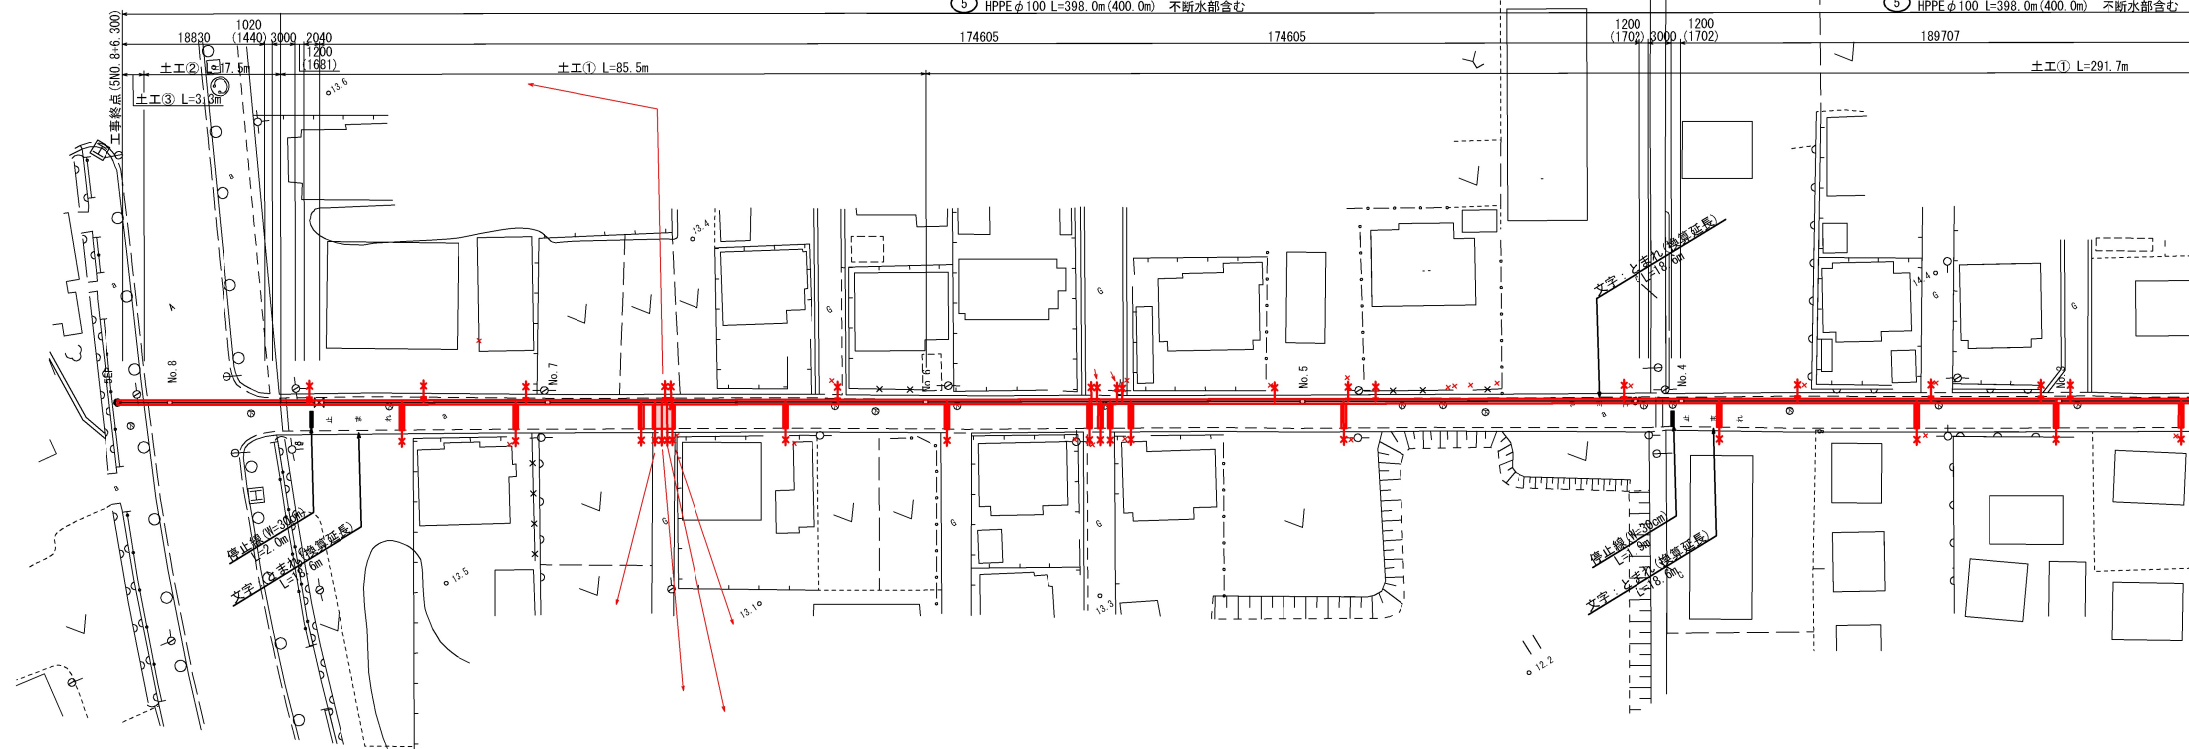

工事番号			
路線名			
箇所	角田市 角田 字 中島下 地内外		
工事名	令和8年度 中島下5号線外配水管布設替工事		
図面名	路面復旧工図（2）		
縮尺	図 示	位置	
設計者		設計 年度	
角田市上下水道事業所	図番	13/15	

 S=1:20




S=1:20



S=FREE



 
地下式单口消火栓






工事番号			
路線名			
箇所	角田市 角田 宇 中島下 地内外		
工事名	令和8年度 中島下5号線外配水管布設替工事		
図面名	管割図・土工図		
縮尺	図 示	位置	
設計者		設計 年度	
角田市上下水道事業所	図番	14/15	

詳細図(参考図)

角蓋

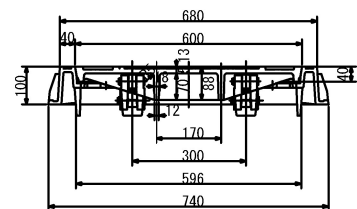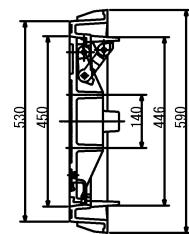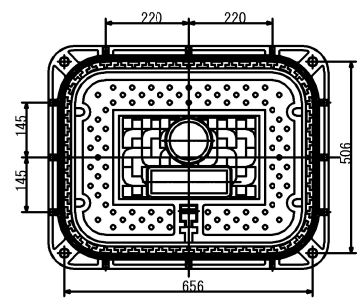

レジンボックス

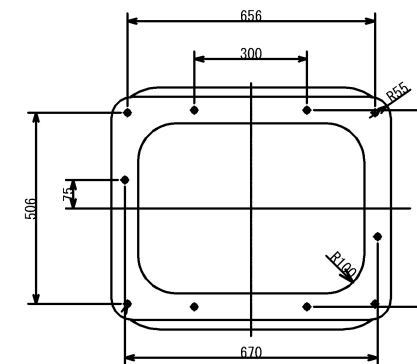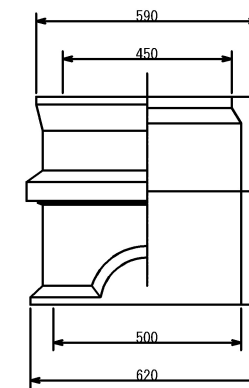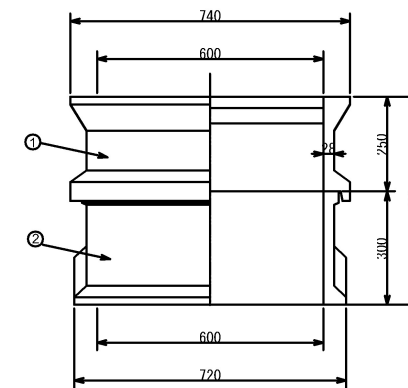

参 考 図			
工事番号			
路線名			
箇所	角田市 角田 字 中島下 地内外		
工事名	令和8年度 中島下5号線外配水管布設替工事		
図面名	消火栓角蓋・レジンボックス詳細図		
縮尺	1 : 10	位置	
設計者		設計 年度	
角田市上下水道事業所	図番	15/15	