 
 
 
 




[illegible]

No. 10
地上式消火栓撤去 N=1基
地下式消火栓設置 (角蓋) N=1基




工事番号			
路線名			
箇所	角田市 角田 字 中島下 地内外		
工事名	令和8年度 中島下6号線外配水管布設替工事		
図面名	平面図（1/2）		
縮尺	図 示	位置	
設計者		設計 年度	
角田市上下水道事業所	図番	1/13	

1 : 500

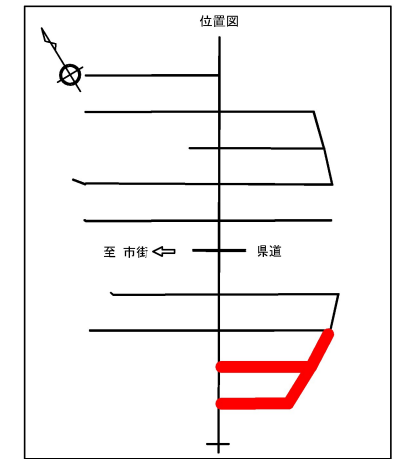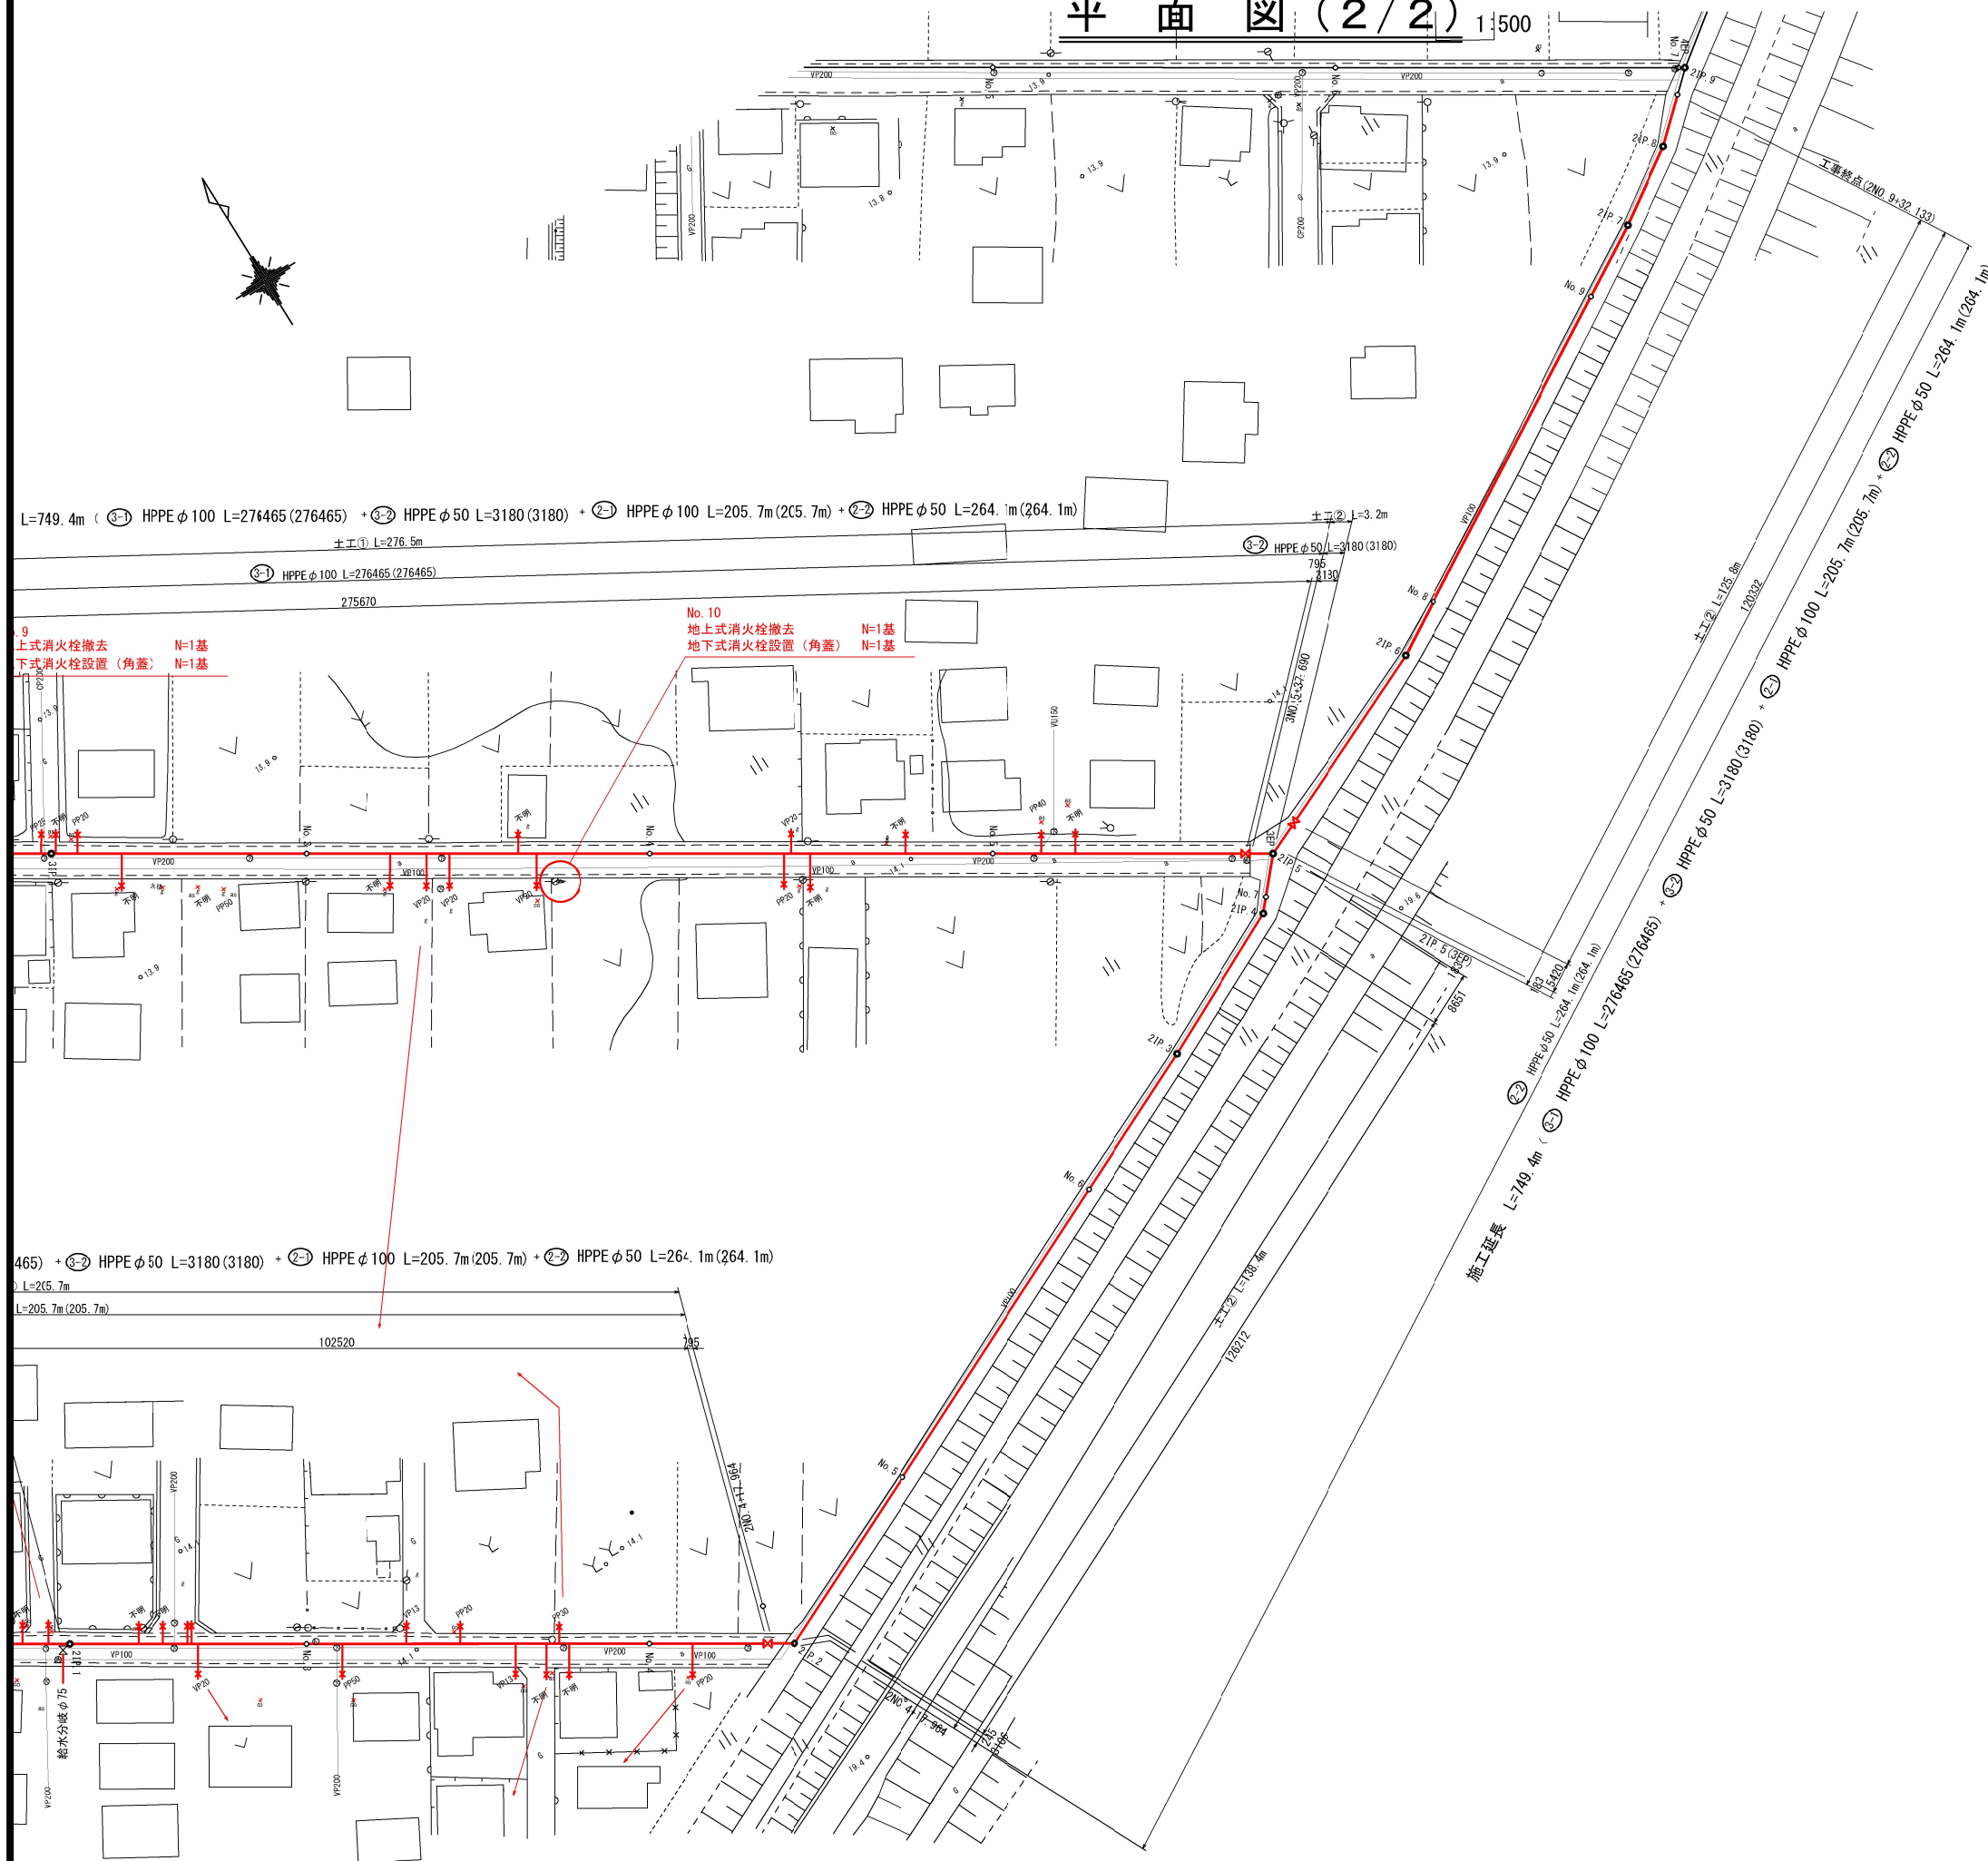

標準横断図


1:100

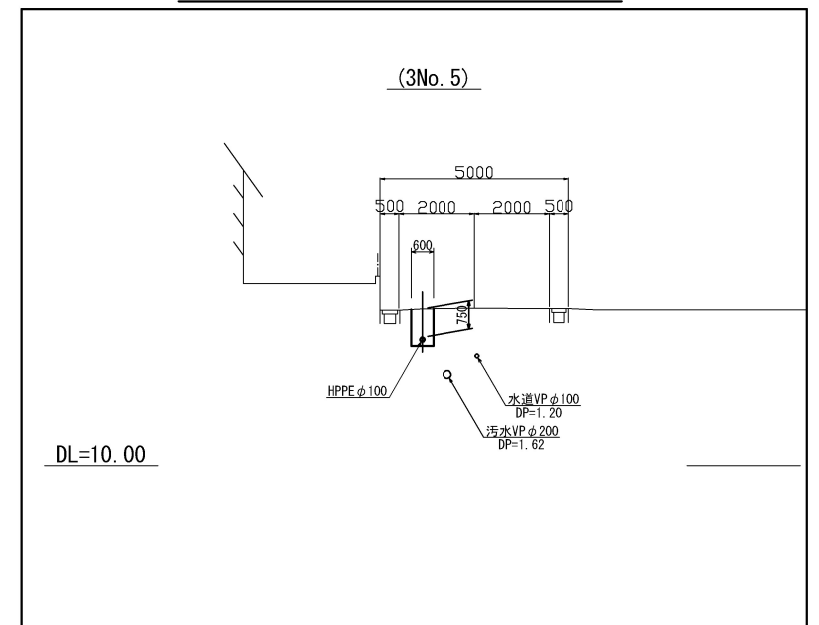

凡 例	
	計画配水管
	仕 切 弁
	空 気 弁
	給 水 管
	既設水道管
	汚水管

工事番号			
路線名			
箇所	角田市 角田 字 中島下 地内外		
工事名	令和8年度 中島下6号線外配水管布設替工事		
図面名	平面図 (2/2)		
縮尺	図 示	位置	
設計者		設計 年度	
角田市上下水道事業所	図番	2/13	


縦断面図(1) V=1:100・H=1:500

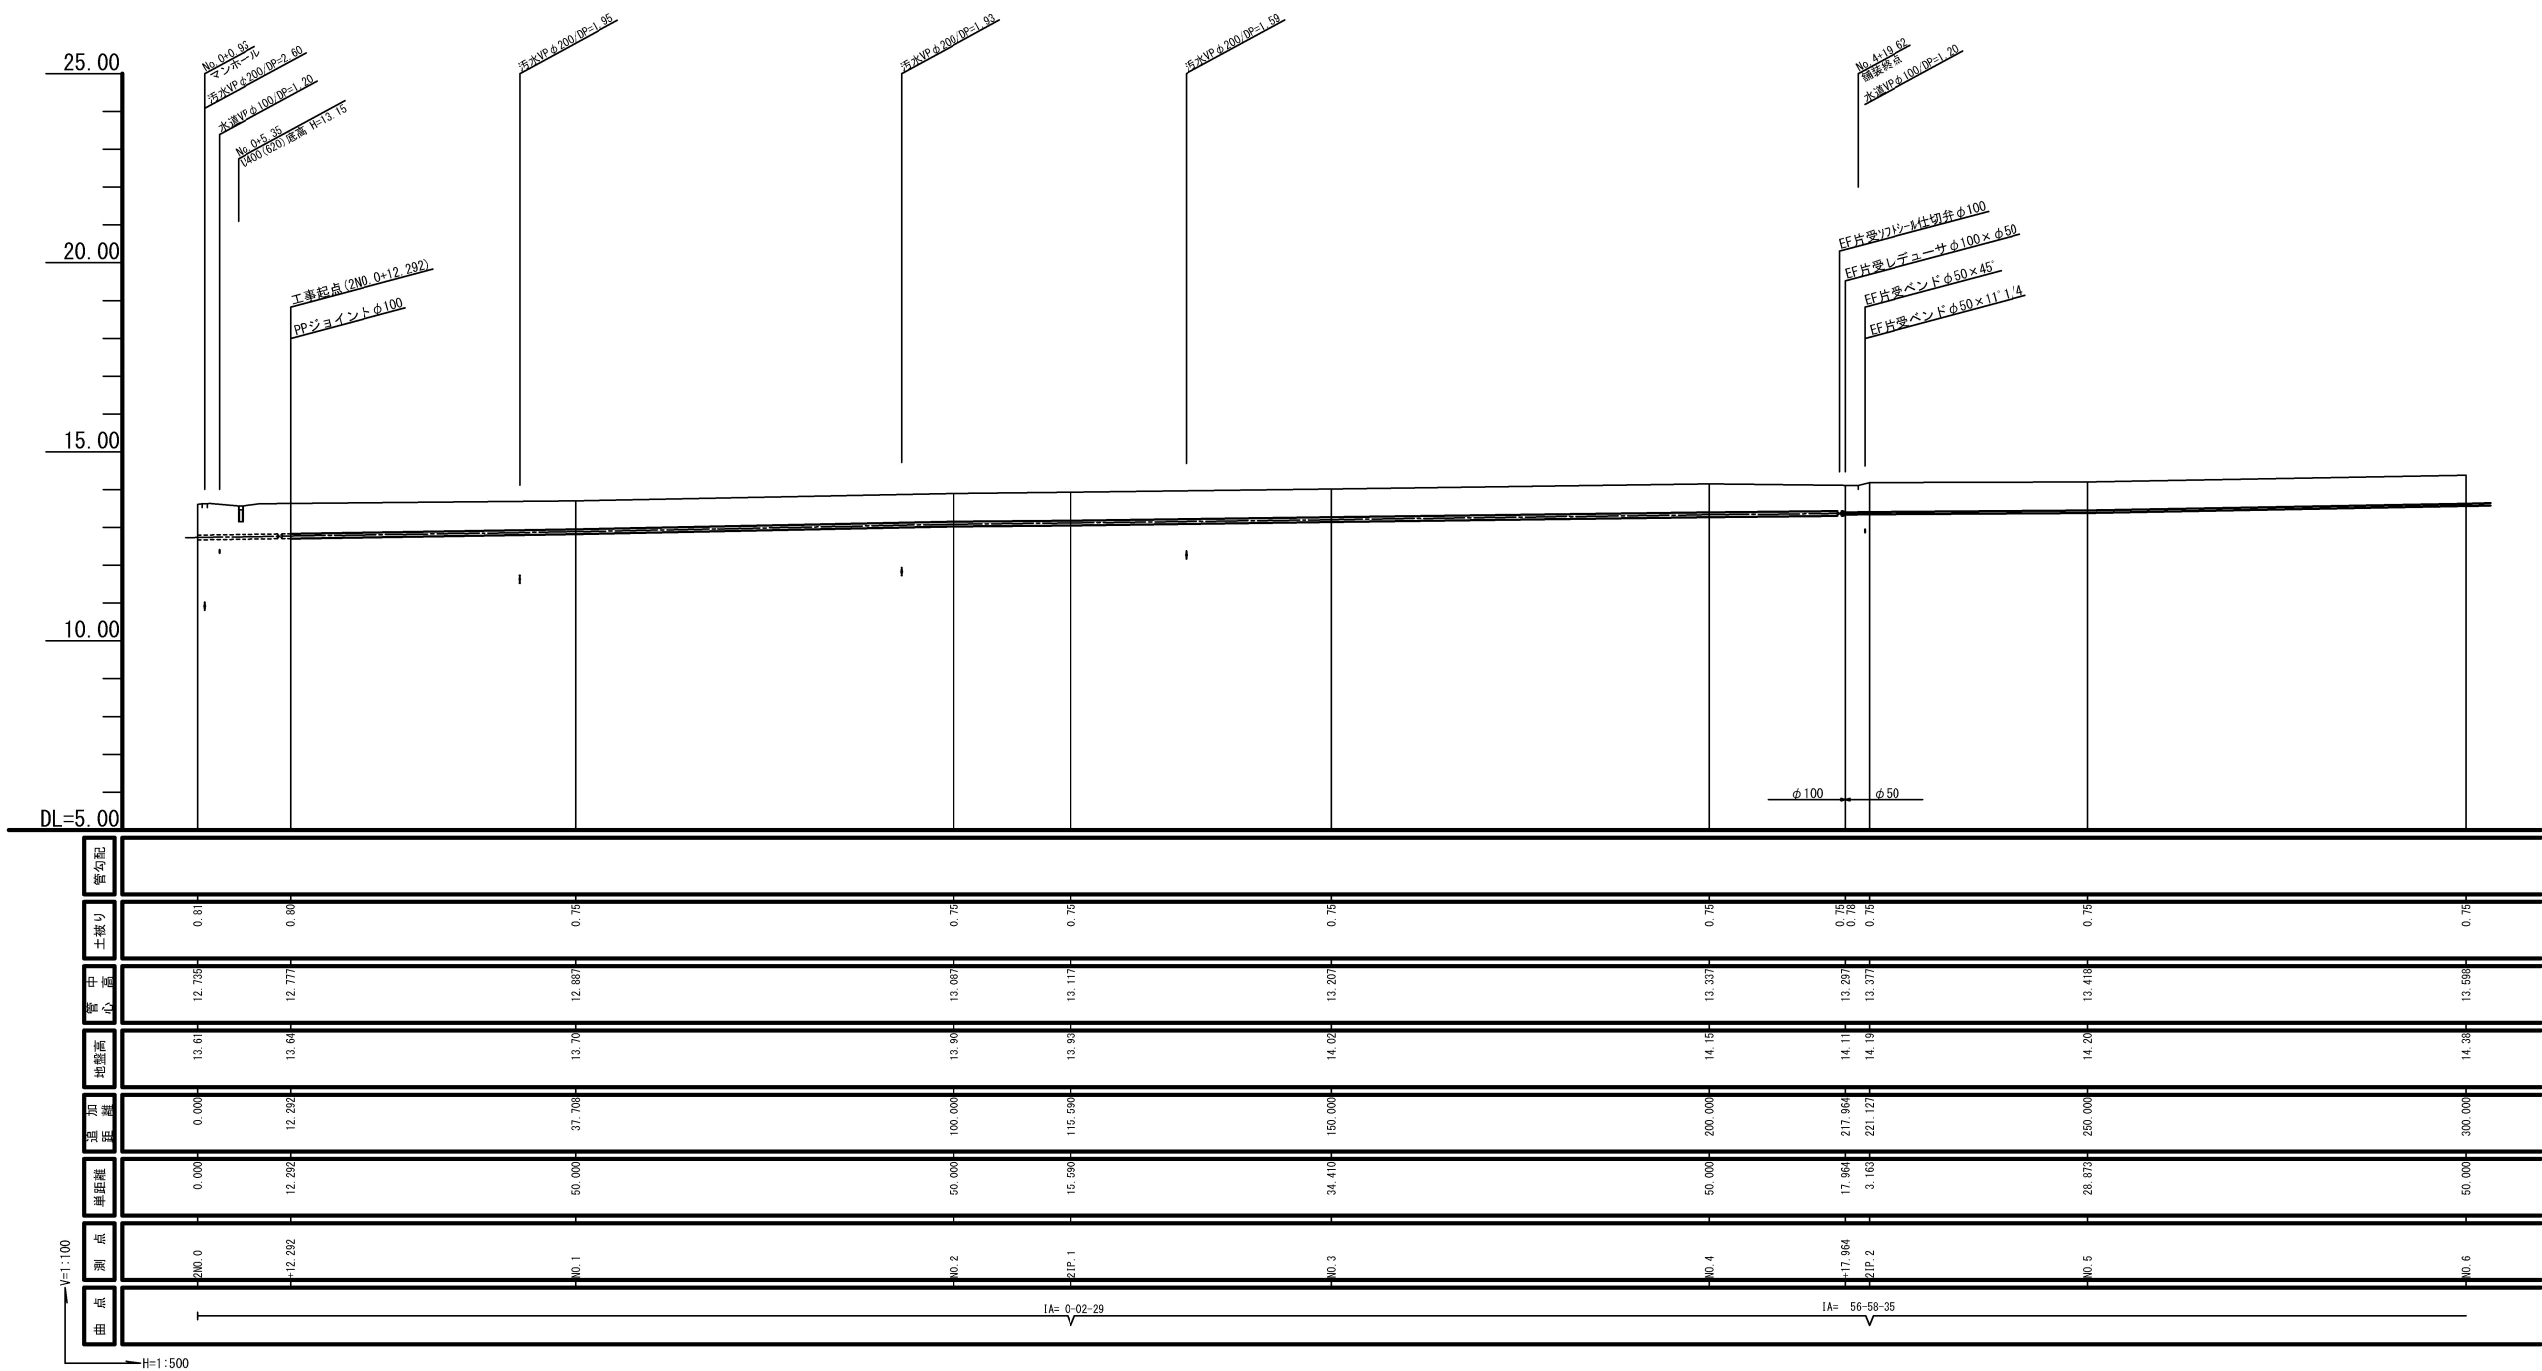

V=1:100 H=1:500	管石配										
	土盛り		0.81								0.75
	管心高		12.735							12.887	0.75
	地面高		13.61							13.70	0.75
	遠距離		0.000							37.708	0.75
	庫距離		0.000							50.000	0.75
	測点		2N0.0							N0.1	0.75
	曲点		12.292							12.292	0.75
											0.75
											0.75
											0.75

工事番号			
路線名			
施工地名	角田市 角田 字 中島下 地内外		
工事名	令和8年度 中島下6号線外配水管布設替工事		
図面名	縦断面図(1)		
縮尺	H=1:100 V=1:500	位置	
設計者		設計年度	
角田市上下水道事業所		図番	3/13

縦断面図(2) V=1:100・H=1:500

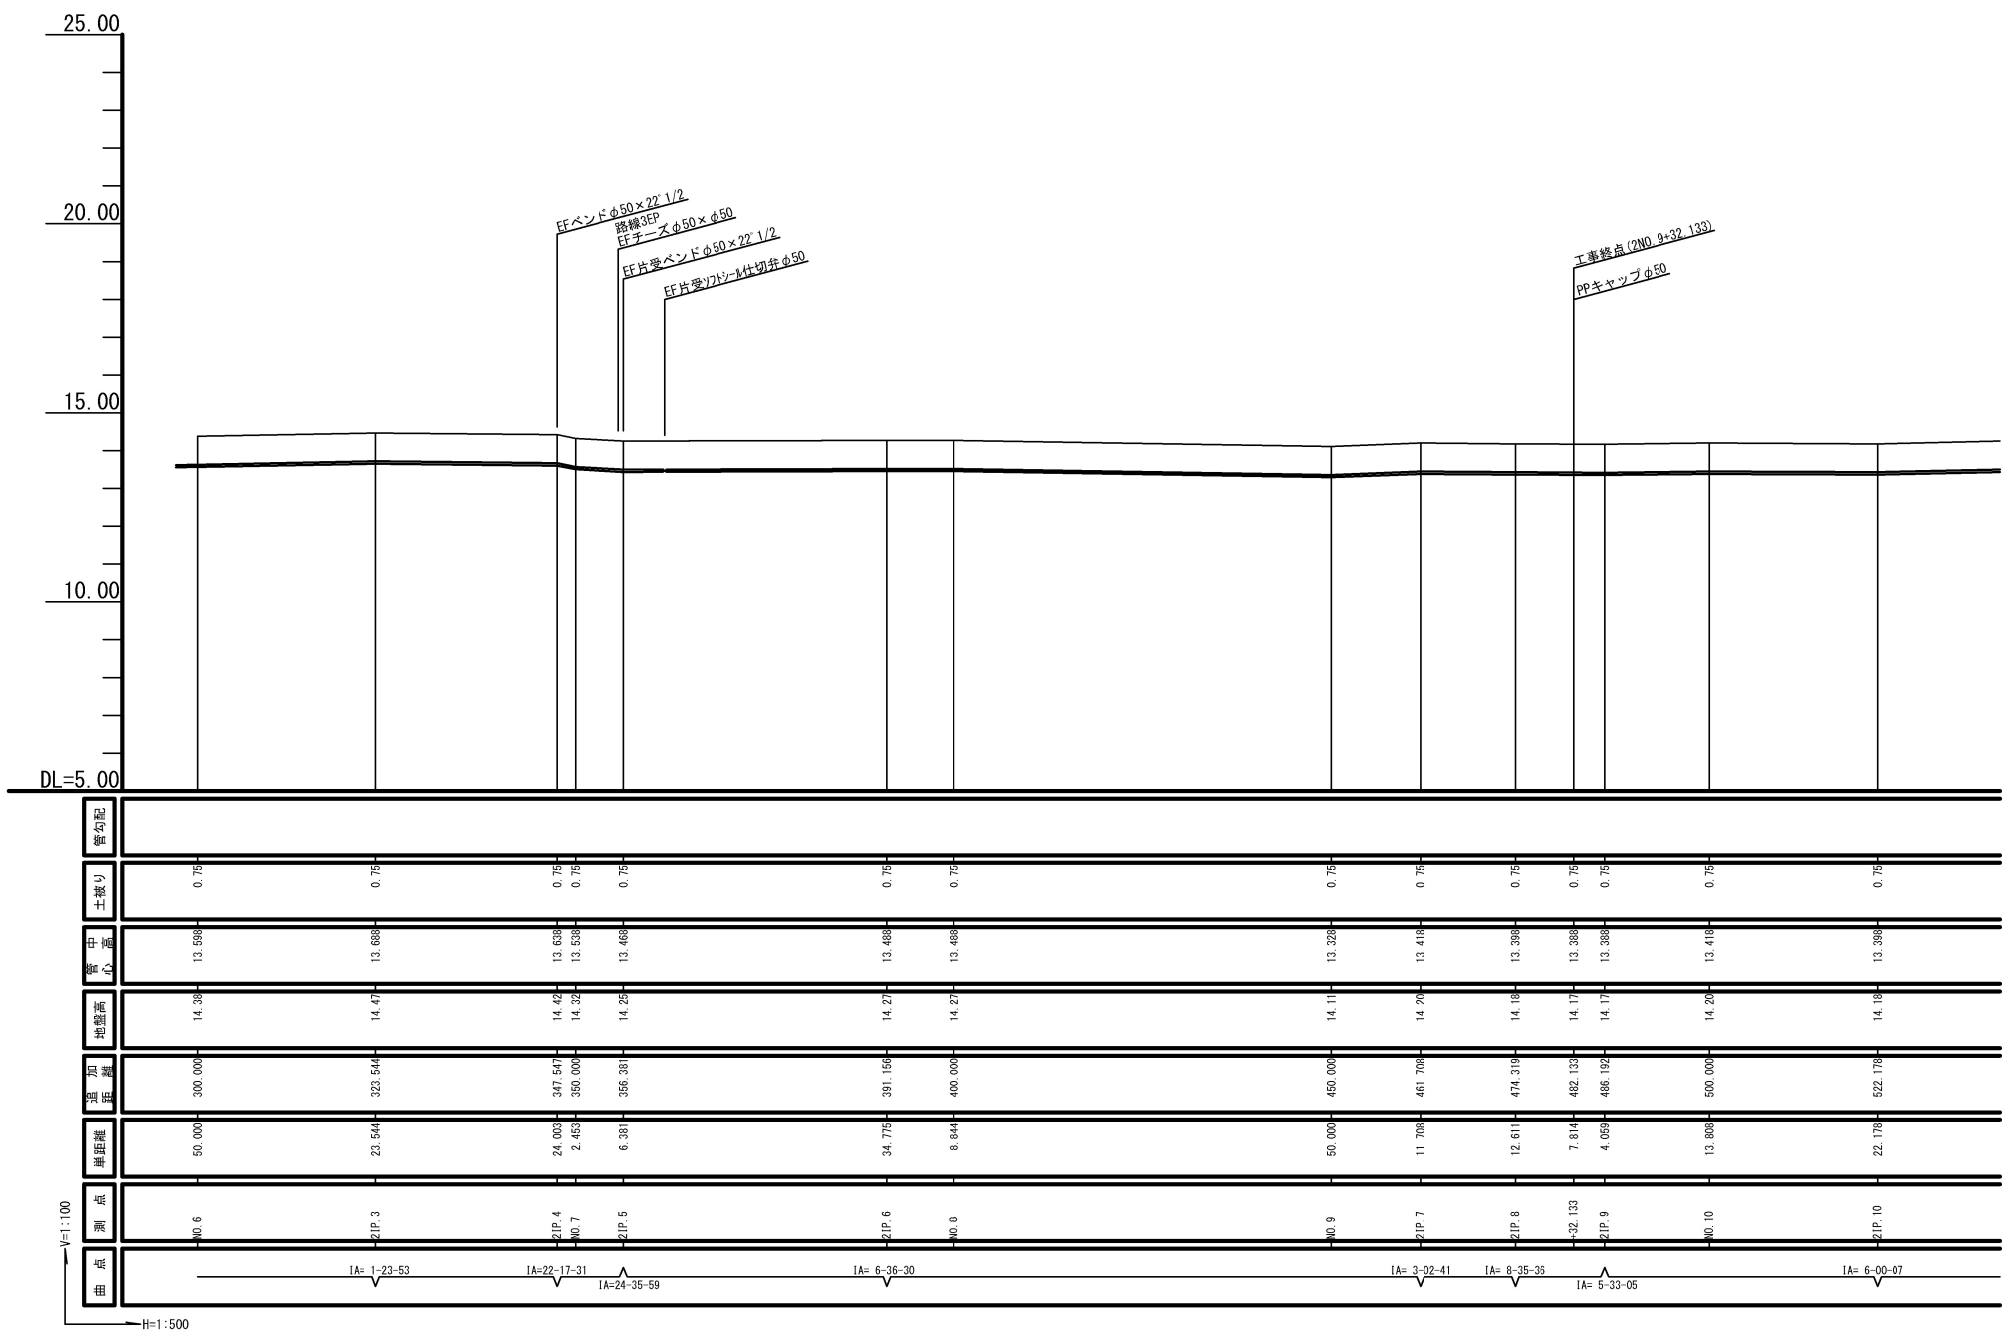

工事番号	
路線名	
施工地名	角田市 角田 字 中島下 地内外
工事名	令和8年度 中島下6号線外配水管布設替工事
図面名	縦断面図(2)
縮尺	H=1:100 V=1:500
設計者	
角田市上下水道事業所	図番 4/13












V=1:100 • H=1:500



工事番号			
路線名			
施工地名	角田市 角田 字 中島下 地内外		
工事名	令和8年度 中島下6号線外配水管布設替工事		
図面名	縦断面図(3)		
縮尺	H=1:100 V=1:500	位置	
設計者		設計年度	
角田市上下水道事業所	図番	5/13	

横断図（1）





 


S=1:100

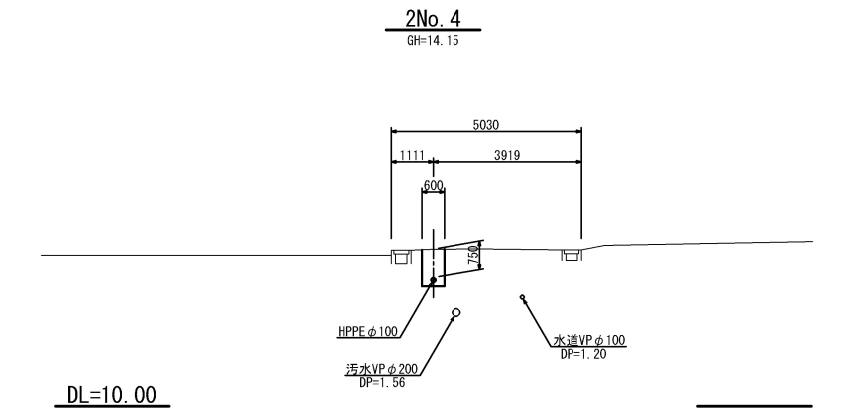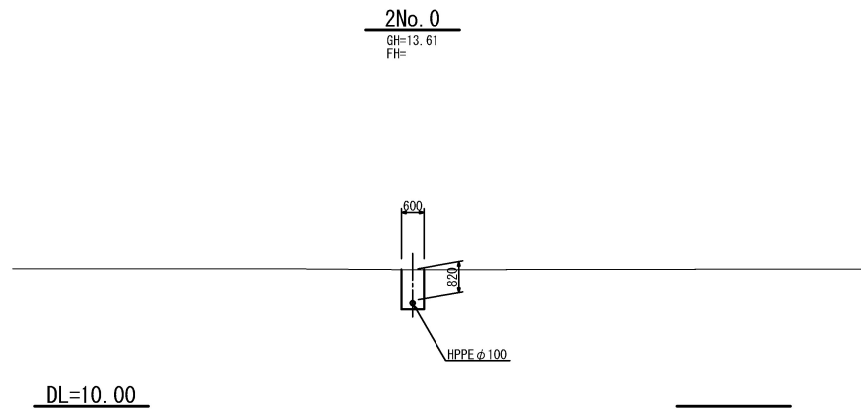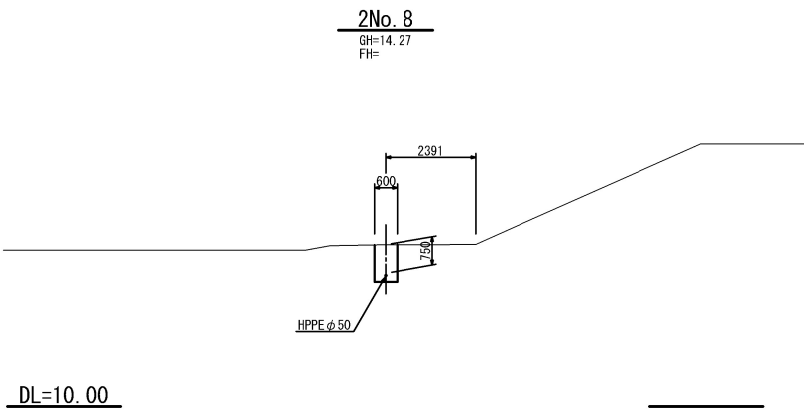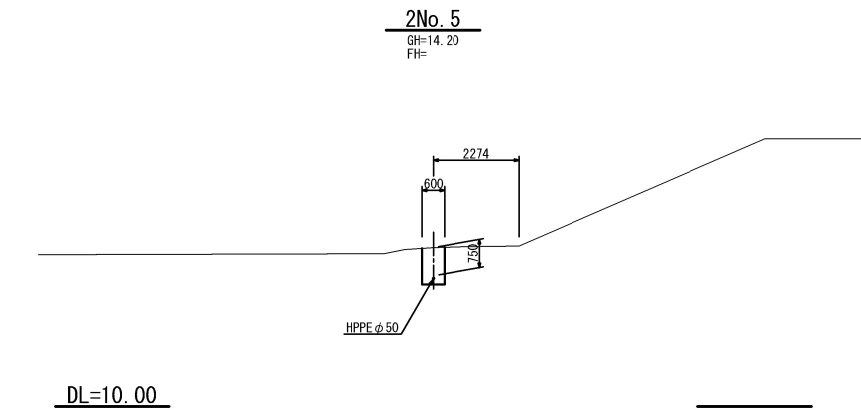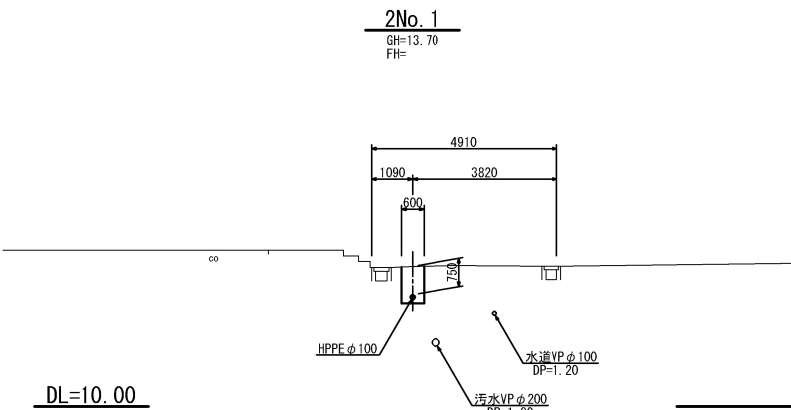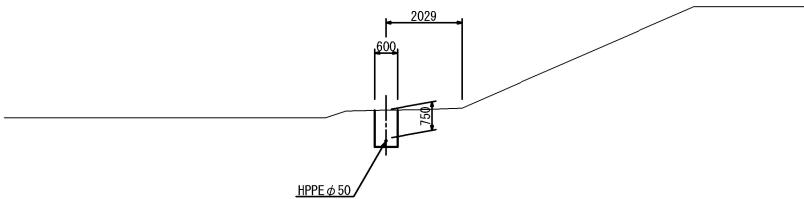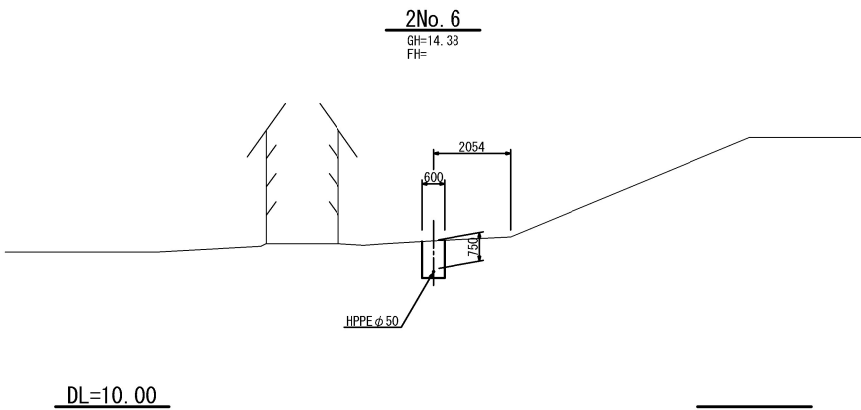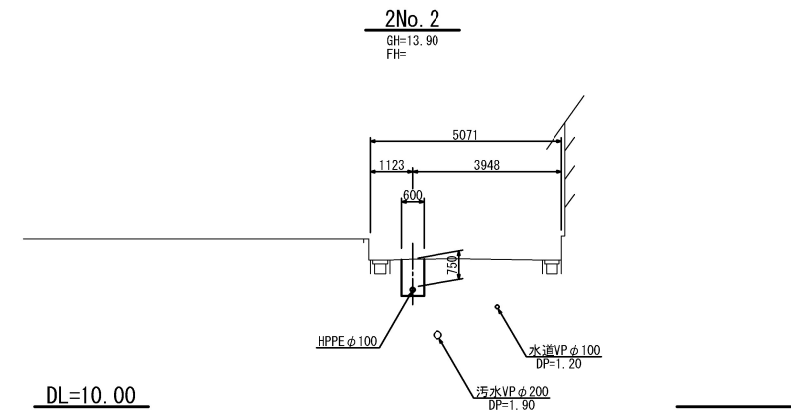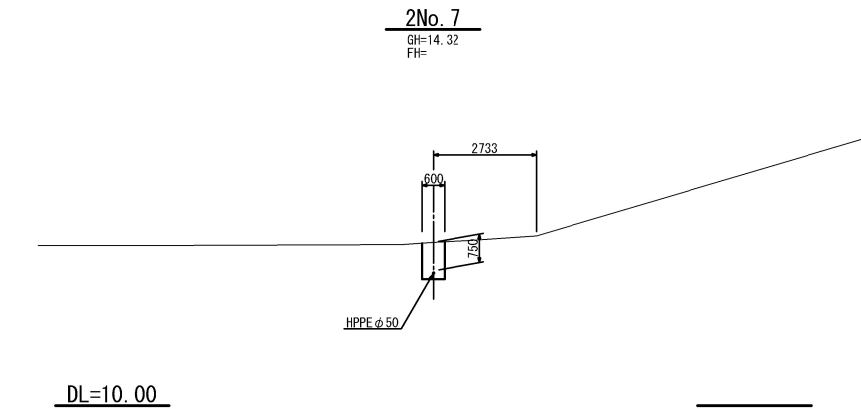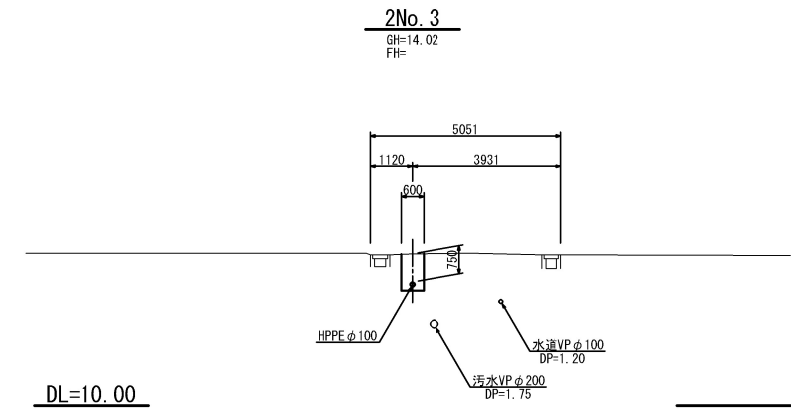

工事番号	号		
路線名			
施工地名	角田市 角田 字 中島下 地内外		
工事名	令和8年度 中島下6号線外配水管布設替工事		
図面名	横断図（1）		
縮尺	図示	位置	
設計者		設計年度	
角田市上下水道事業所	図番	6/13	

横断図 (2)

S=1:100

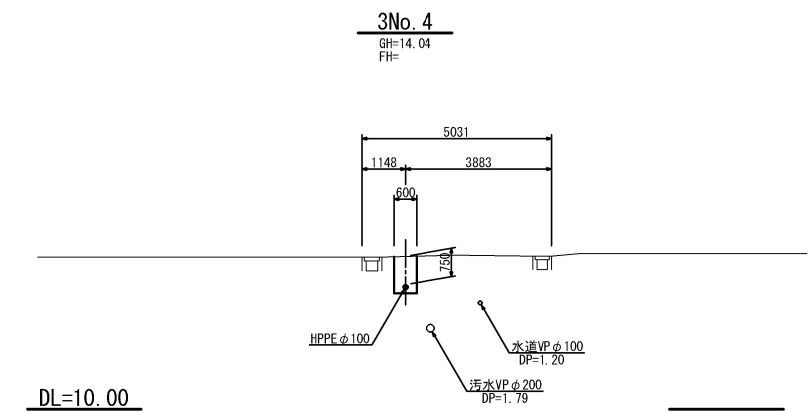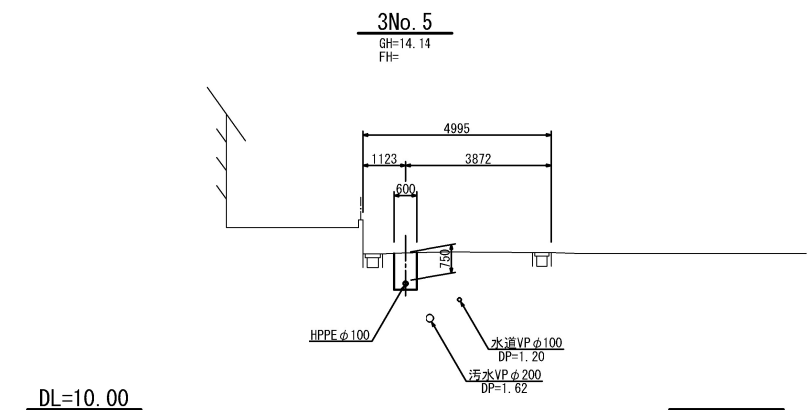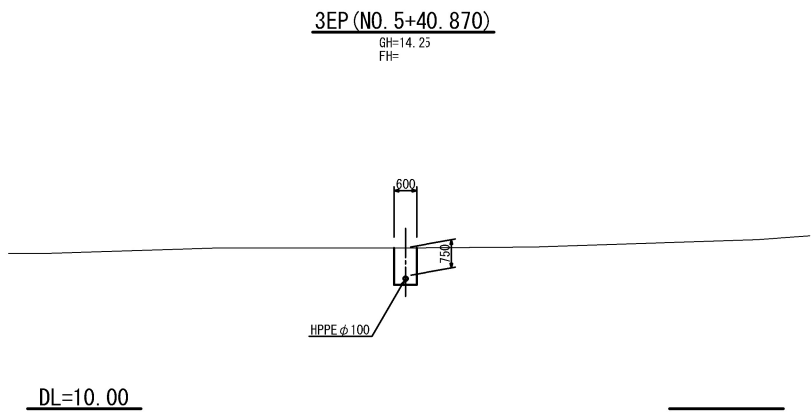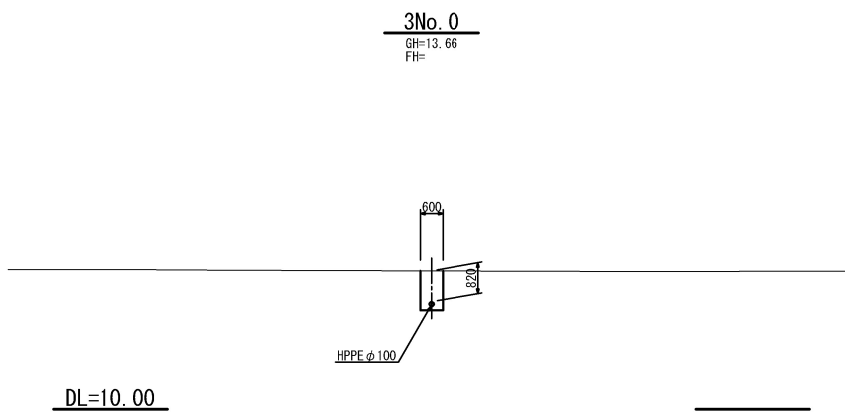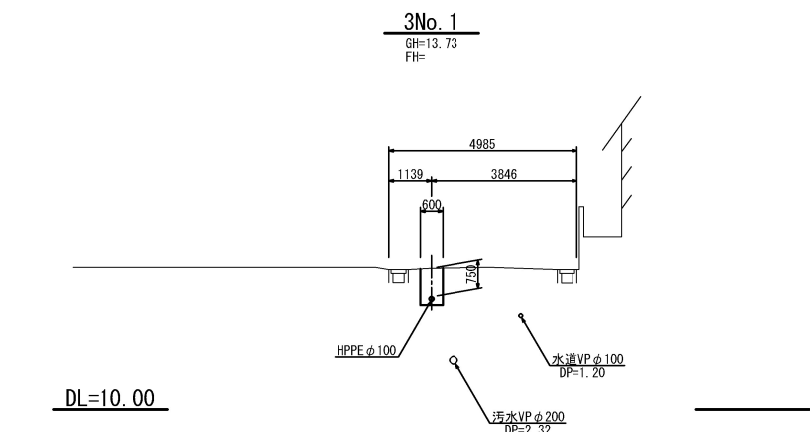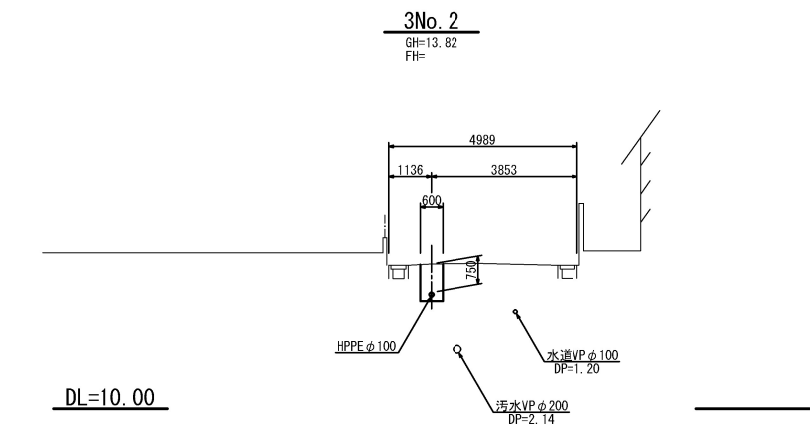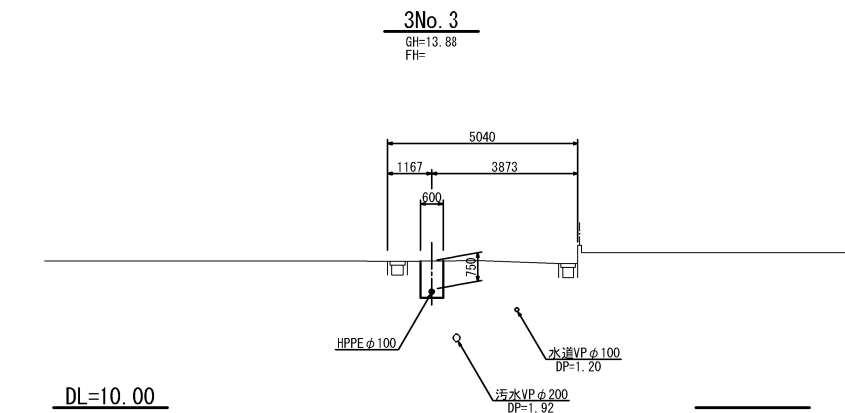


工事番号	号		
路線名			
施工地名	角田市 角田 字 中島下 地内外		
工事名	令和8年度 中島下6号線外配水管布設替工事		
図面名	横断図 (2)		
縮尺	図示	位置	
設計者		設計 年度	
角田市上下水道事業所		図番	7/13

S=NONE

HPPE ϕ 75 L=1582 (1582)
HIVP-TS ϕ 75 L=2000 (2450)


HPPE ϕ 75 L=1582 (1582)
HIVP-TS ϕ 75 L=2000 (2450)

 S=1:20




工事番号	号		
路線名			
施工地名	角田市 角田 字 中島下 地内外		
工事名	令和8年度 中島下6号線外配水管布設替工事		
図面名	管割図		
縮尺	図示	位置	
設計者		設計年度	
角田市上下水道事業所	図番	8/13	


土工・舗装復旧工図

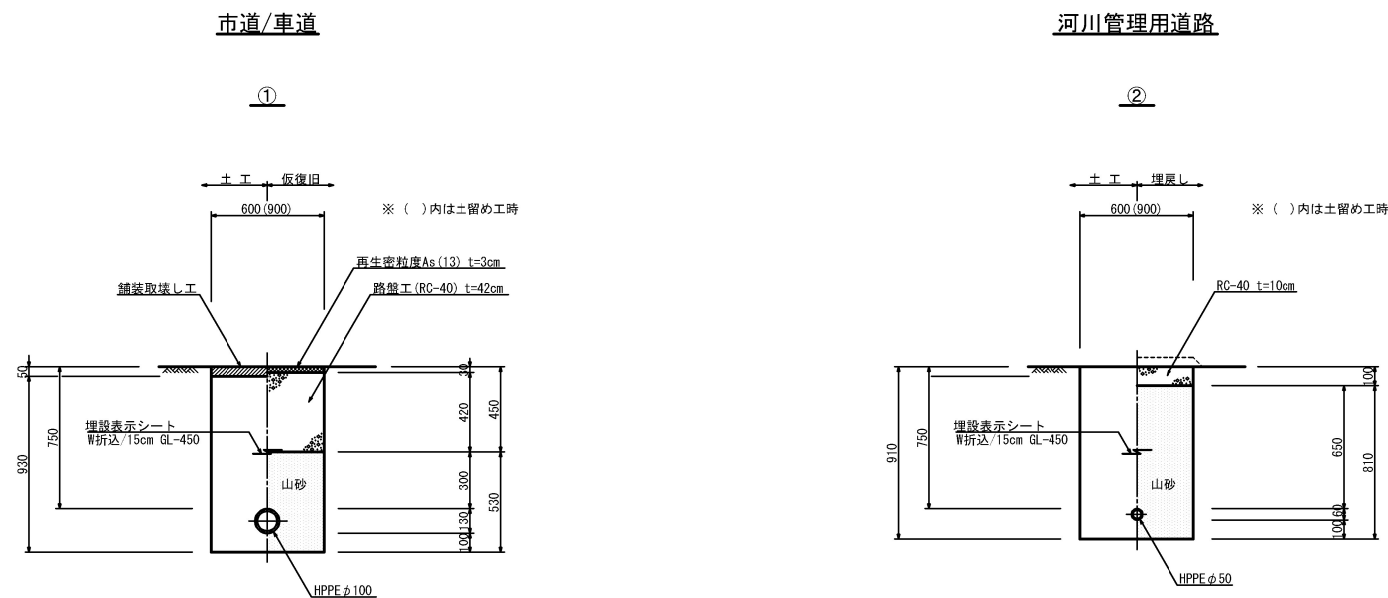

舗装復旧工図 S=1:20

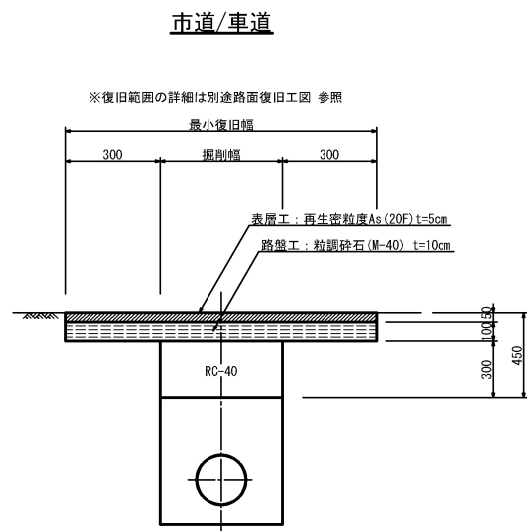

軽量鋼矢板土留工

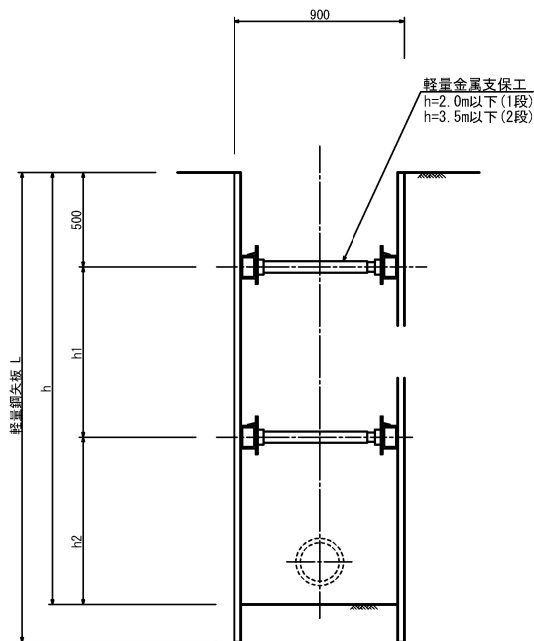

工事番号	号		
路線名			
施工地名	角田市 角田 字 中島下 地内外		
工事名	令和8年度 中島下6号線外配水管布設替工事		
図面名	土工・舗装復旧工図		
縮尺	図示	位置	
設計者		設計 年度	
角田市上下水道事業所		図番	9/13

給水管布設標準図

S=1:20


数量集計表

※)接続管種口径が不明な場合はVPφ20と仮定。


給水者名	推進工 (m) その他	土工延長/m					資 材																																																																																																																																																																																																																																																																																																																																																																																																																																																																																																																																																																																																																																																																																																																																																																																																																																																																																																																																																																																																																																																																																																																																																																																																																																																																				
		①	②	③	④	⑤	ホリシリン管/m					φ100(HFPE)					分止水栓継手					PPソケット					PP/VP継手					HIVP-TSソケット					止水栓					総量																																																																																																																																																																																																																																																																																																																																																																																																																																																																																																																																																																																																																																																																																																																																																																																																																																																																																																																																																																																																																																																																																																																																																																																																																																	
							市/車道	市/歩道	宅地/As	宅地/Co	宅地/砂利	20	25	30	40	50	20	25	30	40	50	20	25	30	40	50	20	25	30	40	50	20	25	30	40	50	75	100	100																																																																																																																																																																																																																																																																																																																																																																																																																																																																																																																																																																																																																																																																																																																																																																																																																																																																																																																																																																																																																																																																																																																																																																																																																																				
〇		0.6				1.5	2.6					1					3																																																																																																																																																																																																																																																																																																																																																																																																																																																																																																																																																																																																																																																																																																																																																																																																																																																																																																																																																																																																																																																																																																																																																																																																																																																										

土工・舗装復旧工図

※)市道(車道・歩道)に係る本復旧の影響幅は片側500mmとする。

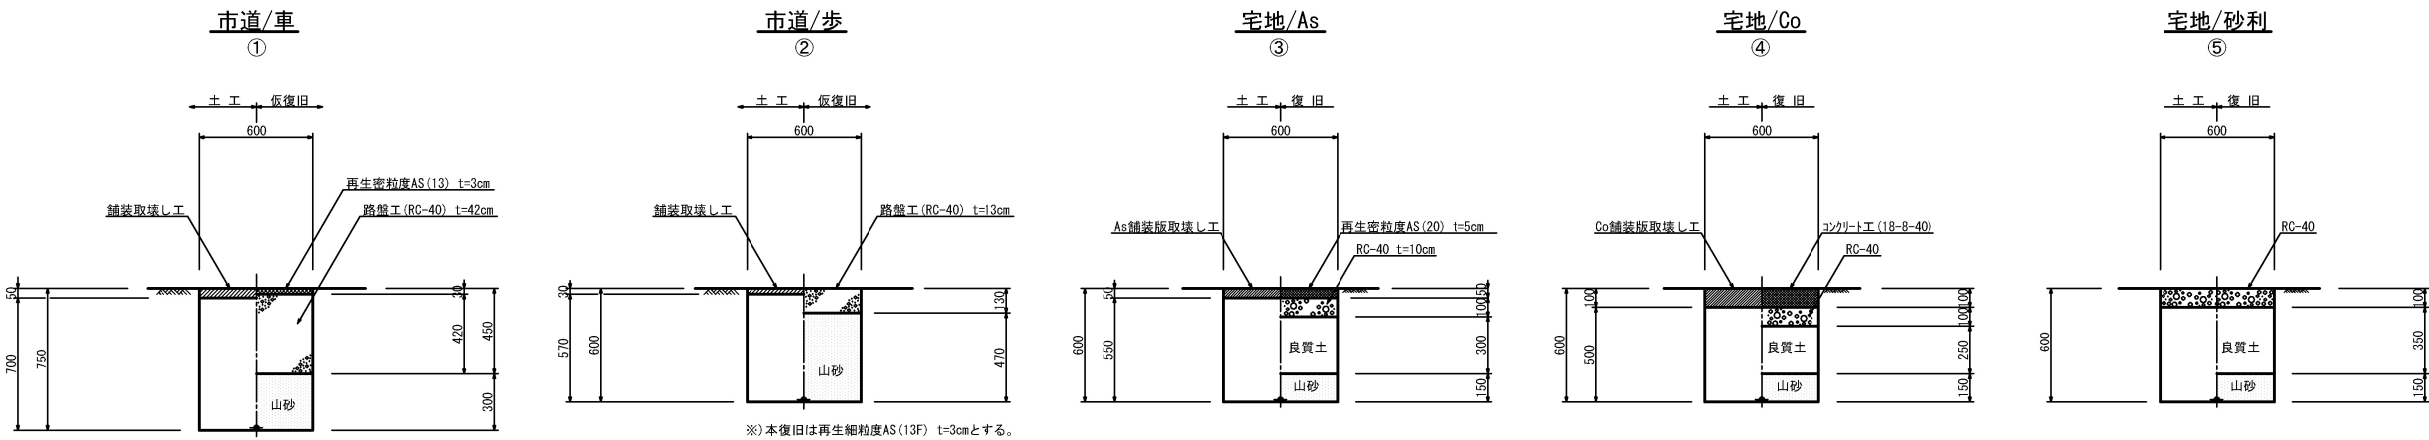


1 : 600

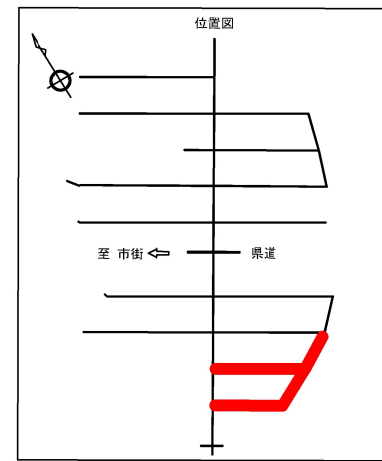


凡 例	
_____	計画配水管
—  —	仕 切 弁
—  —	空 気 弁
—  —	給 水 管
_____	既設水道管
_____	污水管

工事番号			
路線名			
箇所	角田市 角田 字 中島下 地内外		
工事名	令和8年度 中島下6号線外配水管布設替工事		
図面名	路面復旧工図		
縮尺	図 示	位置	
設計者		設計 年度	
角田市上下水道事業所	図番	11/13	

 S=1:20



S=1:20






 


S=FREE

地下式单口消火栓



工事番号			
路線名			
箇所	角田市 角田 宇 中島下 地内外		
工事名	令和8年度 中島下6号線外配水管布設替工事		
図面名	管割図・土工図		
縮尺	図 示	位置	
設計者		設計 年度	
角田市上下水道事業所	図番	12/13	

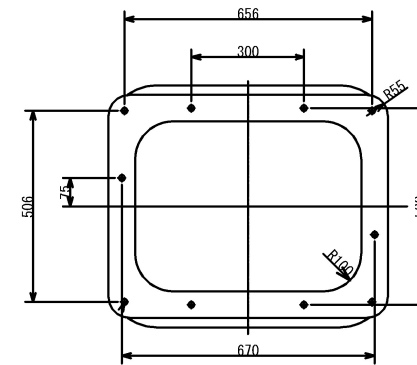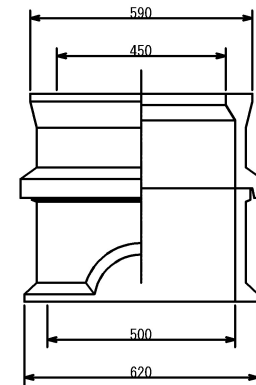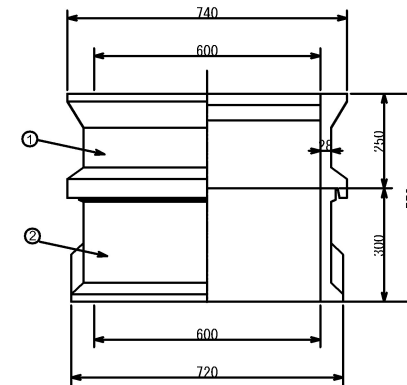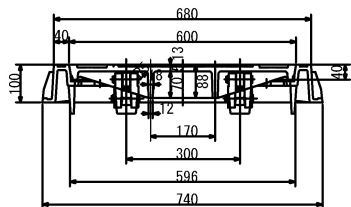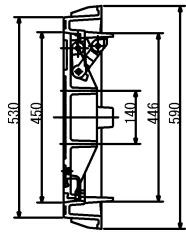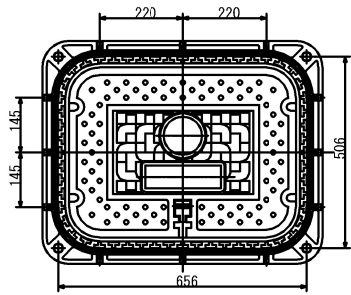

参 考 图

工事番号			
路線名			
箇所	角田市 角田 字 中島下 地内外		
工事名	令和8年度 中島下6号線外配水管布設替工事		
図面名	消火栓角蓋・レジンボックス詳細図		
縮尺	1 : 10	位置	
設計者		設計年度	
角田市上下水道事業所	図番	13/13	